

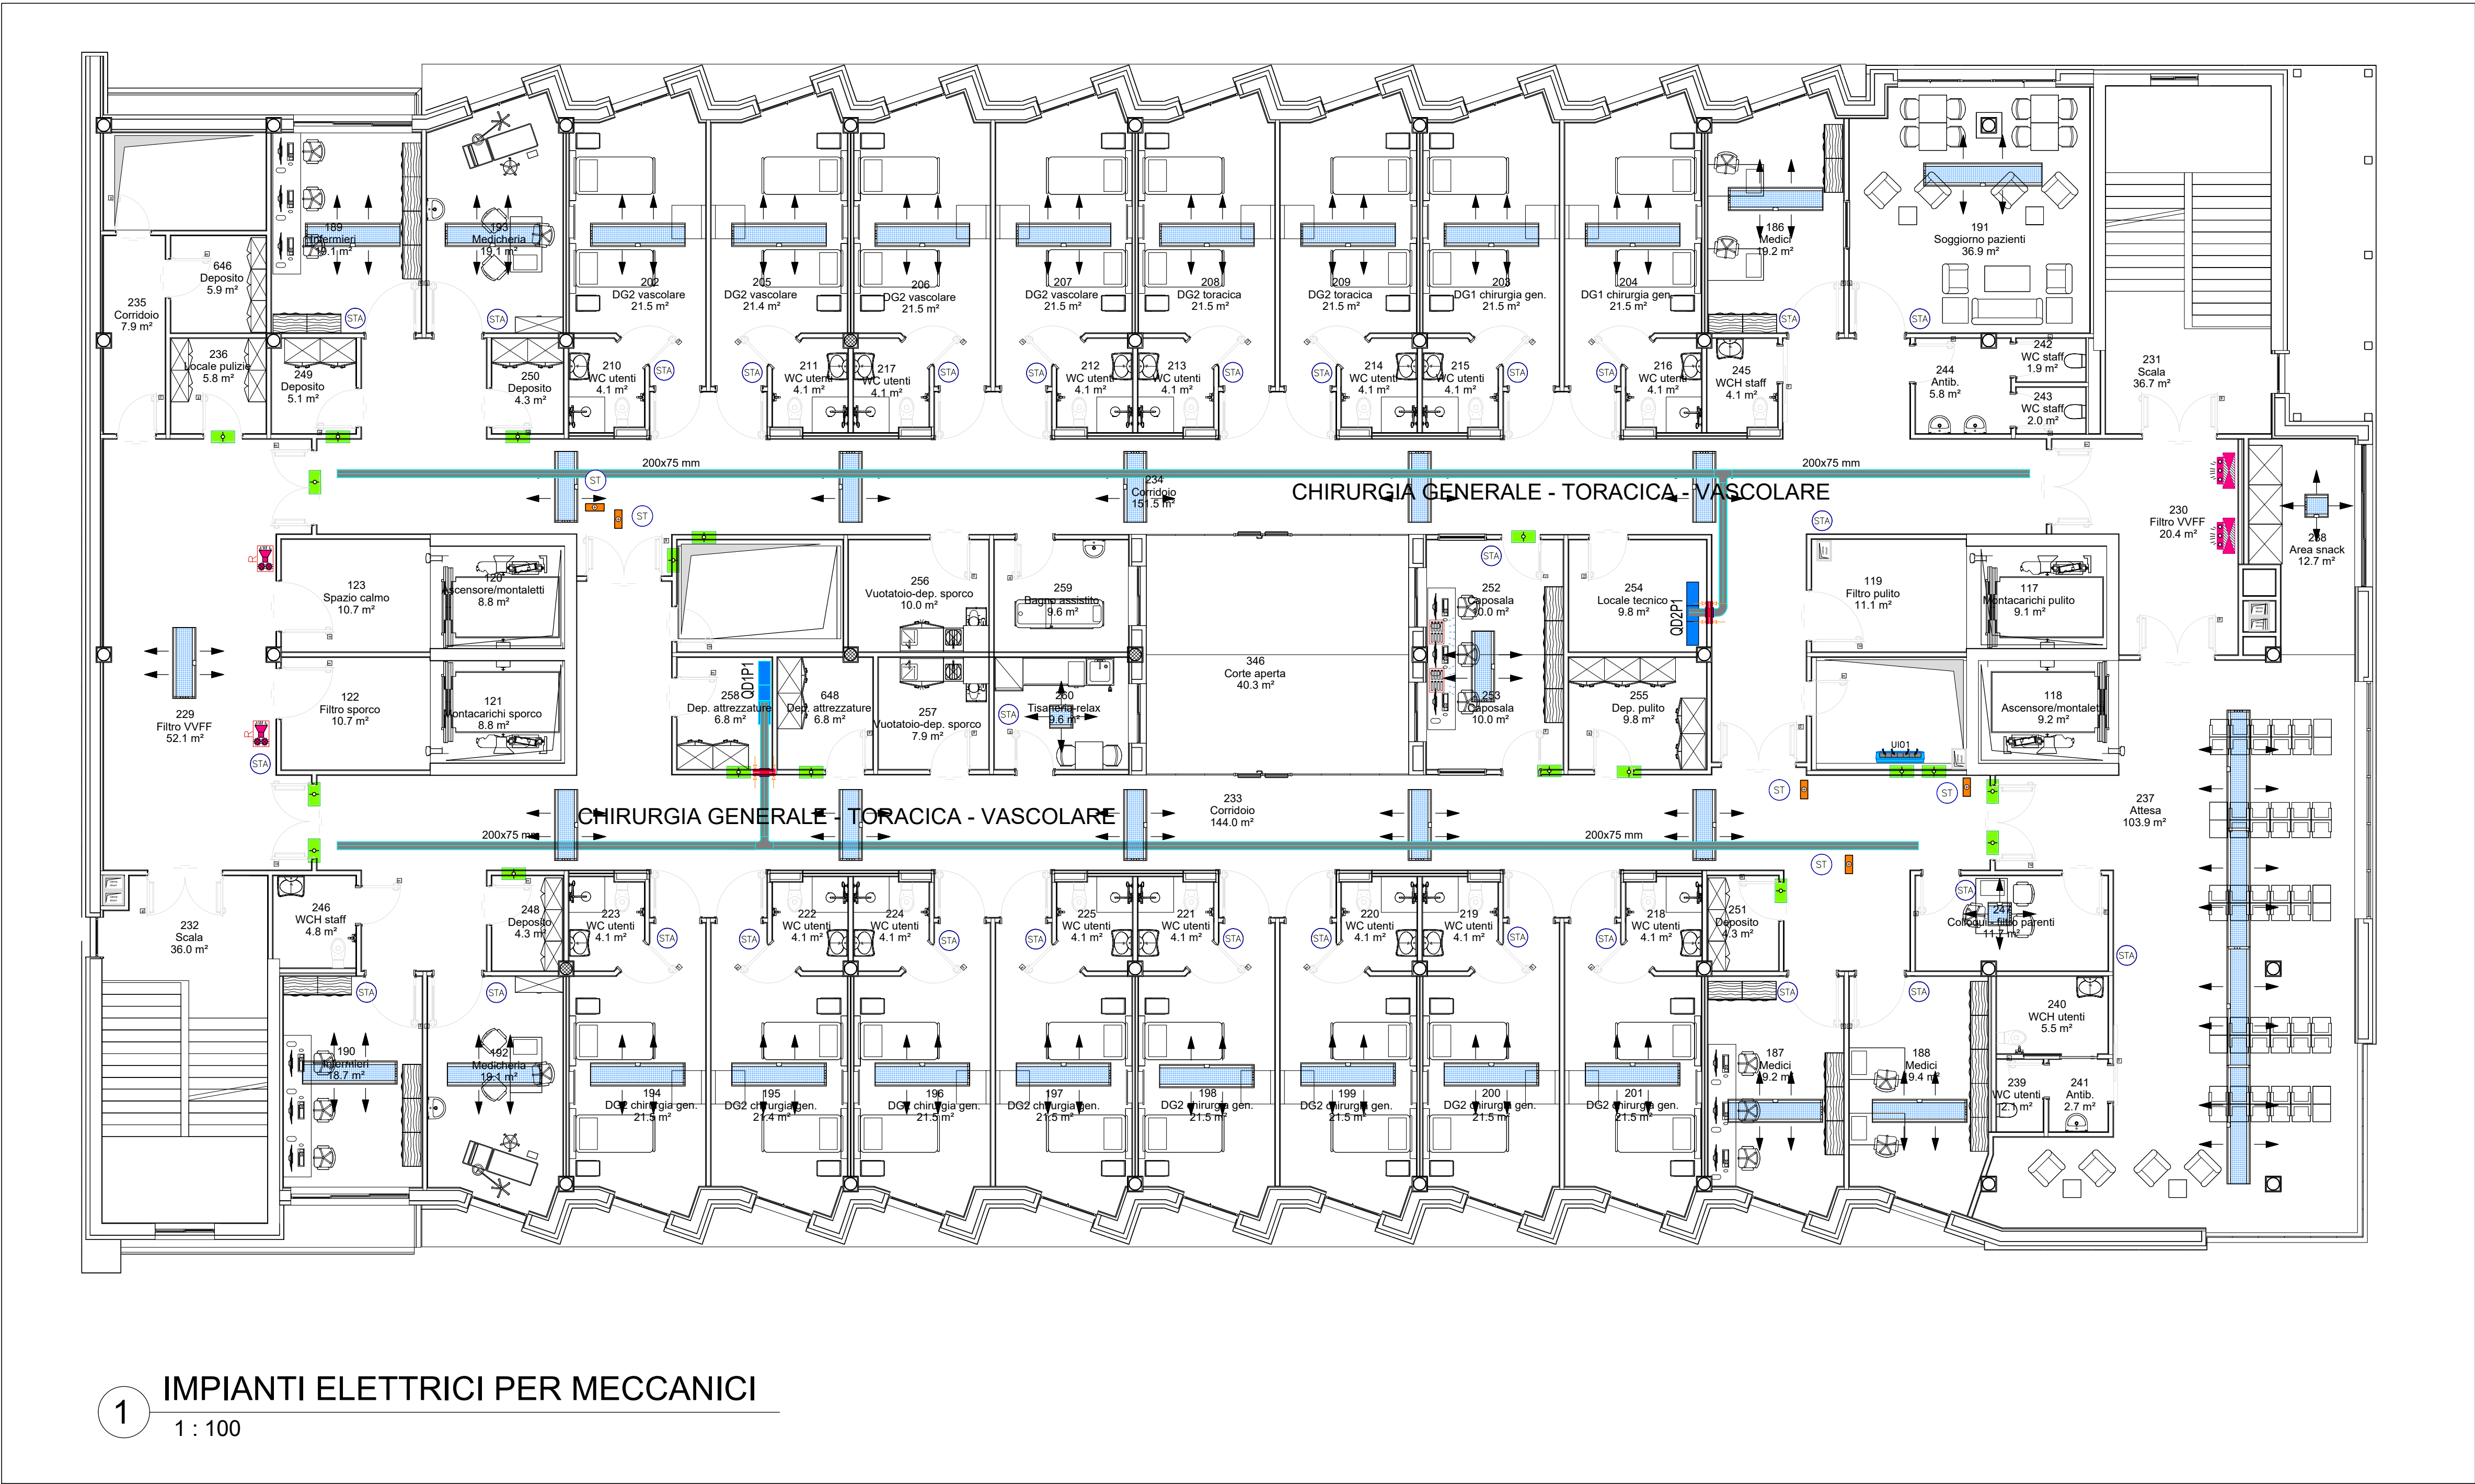
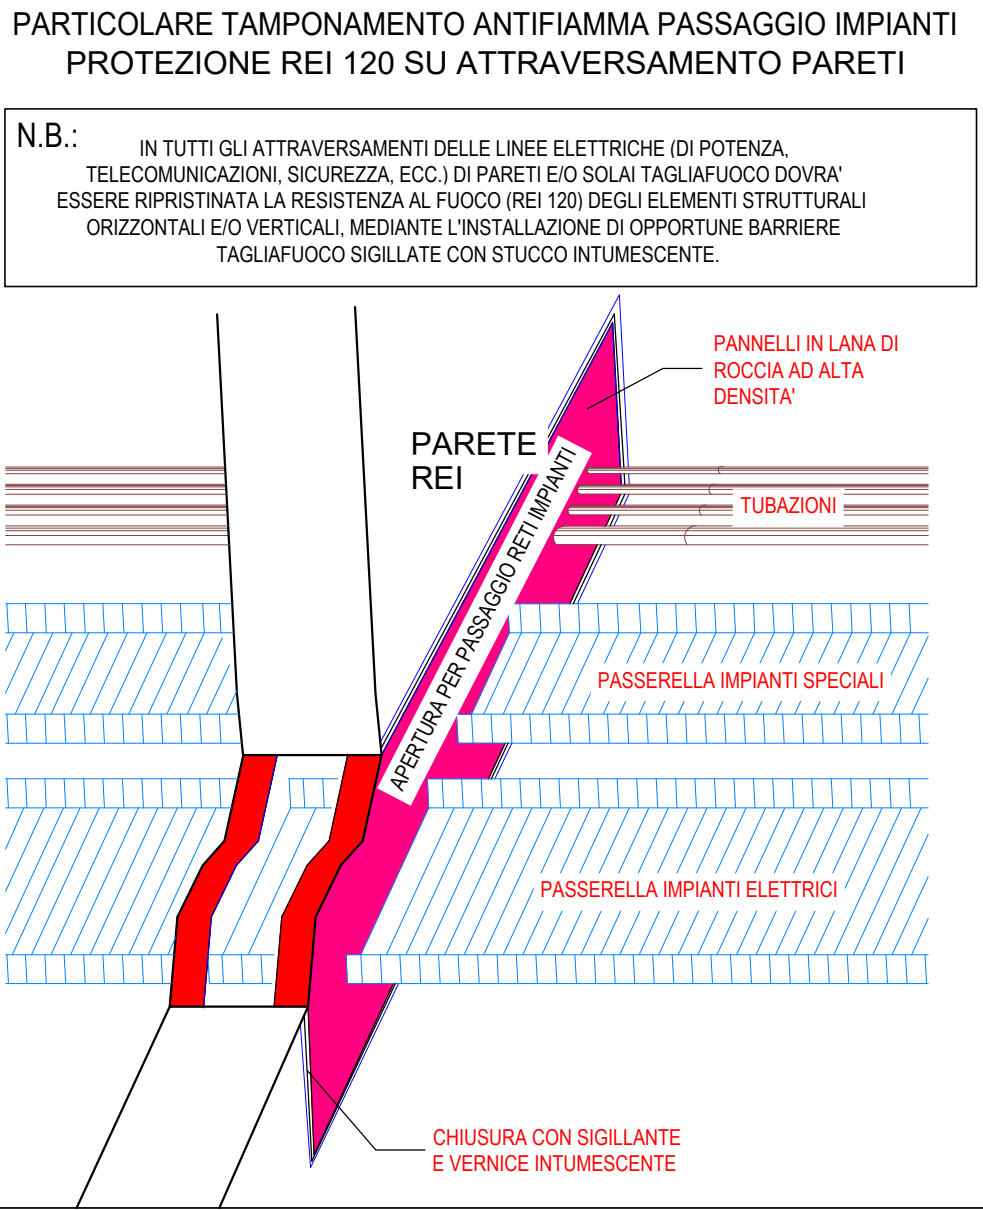


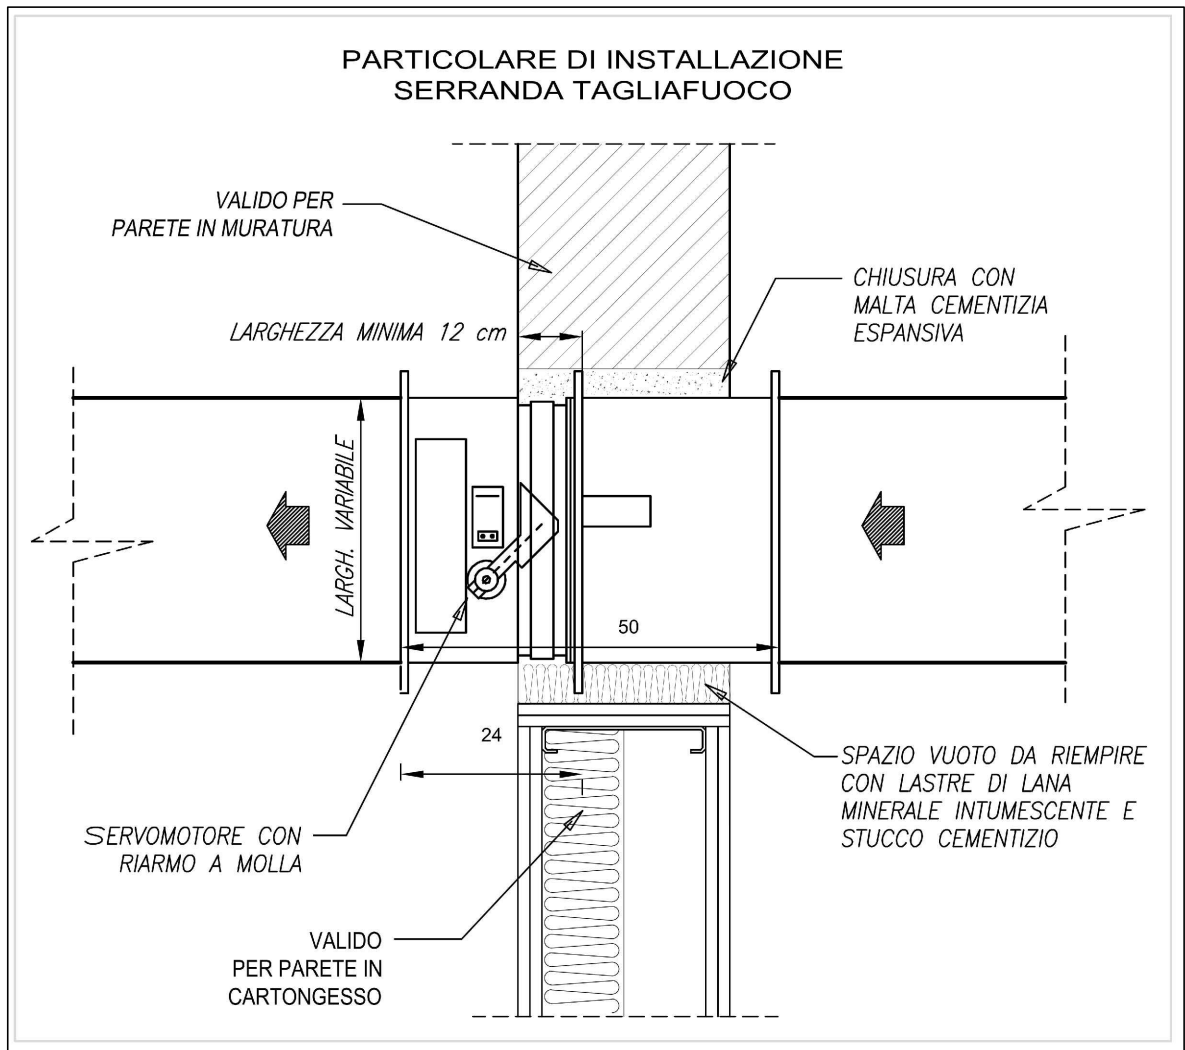

1 IMPIANTI ELETTRICI PER MECCANICI
1 : 100

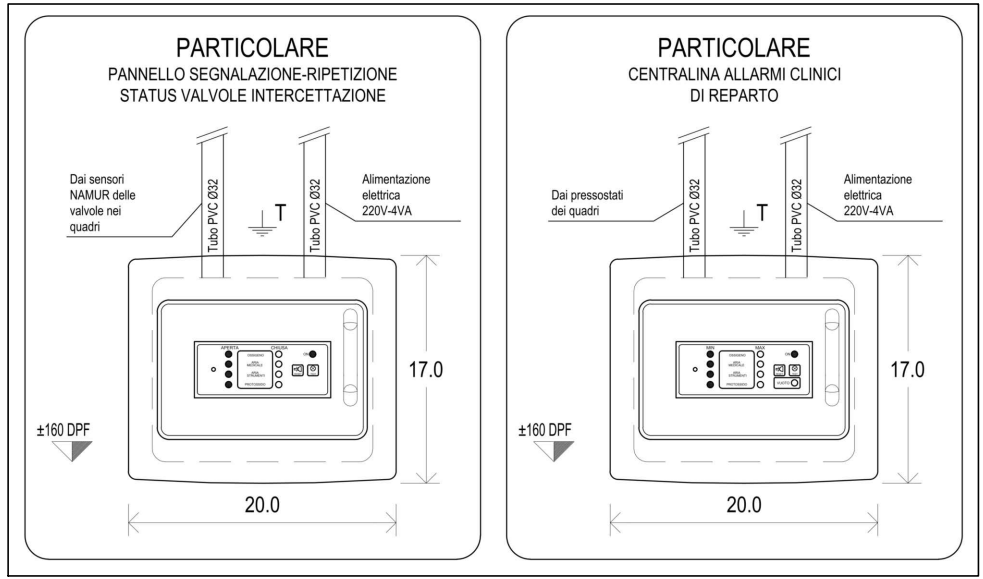

LEGENDA SIMBOLI IMPIANTI ELETTRICI PER MECCANICI

DISTRIBUZIONE ENERGIA

QUADRO ELETTRICO

SETTO TAGLIAFUOCO COLLOCATO IN CORRISPONDENZA DEGLI ATTRAVERSAMENTI TRA LA PASSERELLA/CANALE PORTACAVI E LE PARETI REI 120

PASSERELLA METALLICA 200 x 75 mm A 2 SCOMPARTI

CENTRALINA DI ZONA ATTA A RICONOSCERE E SEGNALARE GLI ALLARMI ASSOCIATI ALLO STATO DEI PRESSOSTATI DELL'IMPIANTO GAS MEDICALI, DOTATA DI ALLARMI OTTICI ACUSTICI SECONDO IL PUNTO 6 DELLA UNI EN 737-3

PANNELLO PER LA VISUALIZZAZIONE DELLO STATO DELLE VALVOLE DI INTERCETTAZIONE DEI GAS MEDICALI NEL FILTRO ANTINCENDIO. "RT"=PANNELLO DI RIPETIZIONE NEI FILTRI CONTIGUI.

QUADRO DI INTERCETTAZIONE DI COMPARTIMENTO VVF E DI RIDUZIONE DI SECONDO STADIO CON PANNELLO PER LA VISUALIZZAZIONE DELLO STATO DELLE VALVOLE DI INTERCETTAZIONE

BATTERIA DI POSTISCALDAMENTO DI ZONA INSTALLATA SU CANALIZZAZIONE ARIA

CASSETTA TERMINALE DI REGOLAZIONE PORTATA ARIA PER SISTEMI A PORTATA VARIABILE CON RIVESTIMENTO FONCOSSORBENTE

SERRANDA TAGLIAFUOCO OMOLOGATA REI 120


SONDA DI TEMPERATURA AMBIENTE

SONDA DI TEMPERATURA DA CANALE

IMPIANTO DI CONDIZIONAMENTO UNITA' INTERNA

IMPIANTO DI CONDIZIONAMENTO UNITA' ESTERNA

TRAVE A INDUZIONE

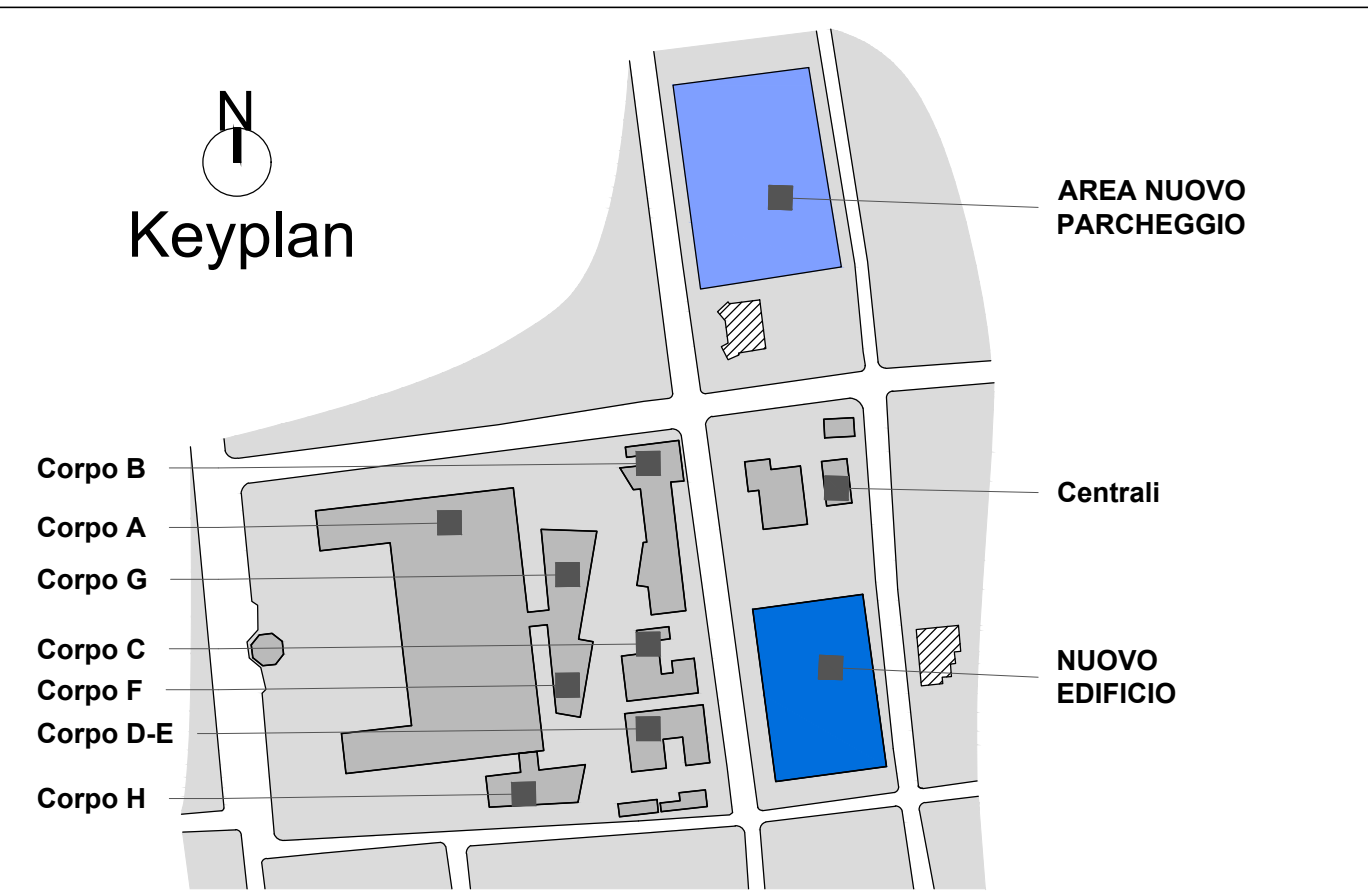

AZIENDA SANITARIA PROVINCIALE
di TRAPANI - Settore Gestione Tecnica

COMUNE di ERICE - CASA SANTA - Via Cosenza

LAVORI DI REALIZZAZIONE
DEL SERVIZIO DI RADIOTERAPIA ED AMPLIAMENTO
DELL'OSPEDALE "S. ANTONIO ABATE" DI TRAPANI
CIG: 673939330A CUP: G5816000020005

PROGETTO ESECUTIVO



CAPOGRUPPO		MANDANTE	
	Integratore prestazioni specialistiche: Ing. Dino Bonadies		Responsabile: Ing. Roberto Casella
	Responsabile P.A.C.M. Ing. Marco Raimondi		Responsabile qualità: Ing. Luca Bonadies
	Responsabile qualità: Ing. Luca Bonadies		
Dati: Arch. Massimo Verdicti		Ing. Luigi Iovine	
Dati: Arch. Daniele Proveri		Ing. Pasquale Longomatto	
Arch. Massimo Verdicti		Ing. Valerio Mazzoni	
Arch. Omar Cristallini		Ing. Simone Pellegrini	
Arch. Stefano Galli		Ing. Benedetto Occorsini	
Arch. Alex Pizzaglia		Ing. Antonio Luca Russo	
Arch. Enrico Raimondi		Ing. Maria Gabriella Bortol	
Arch. Francesco Tancore		Ing. Luigi Spizzoli	
Arch. Vito Torsello		Ing. Nuno Torsello	
Arch. Vito Torsello		Ing. Nuno Torsello	

IMPIANTI ELETTRICI E SPECIALI				Pratica 17014_BZD		Scala 1:100	
Impianti elettrici per meccanici				Identificativo			
Pianta piano sopraelevato				04_A_ELM_pt_003			
A	MAGGIO 2023	PRIMA EMISSIONE	BRICCA	SORCI M.G.	VALENTINI	BONACCI	
sv.	Data	Motivazione	Redatto	Verificato	Approvato	Autore	
Questo documento è di proprietà esclusiva. È proibita la riproduzione anche parziale e la cessione a terzi senza la nostra autorizzazione							