

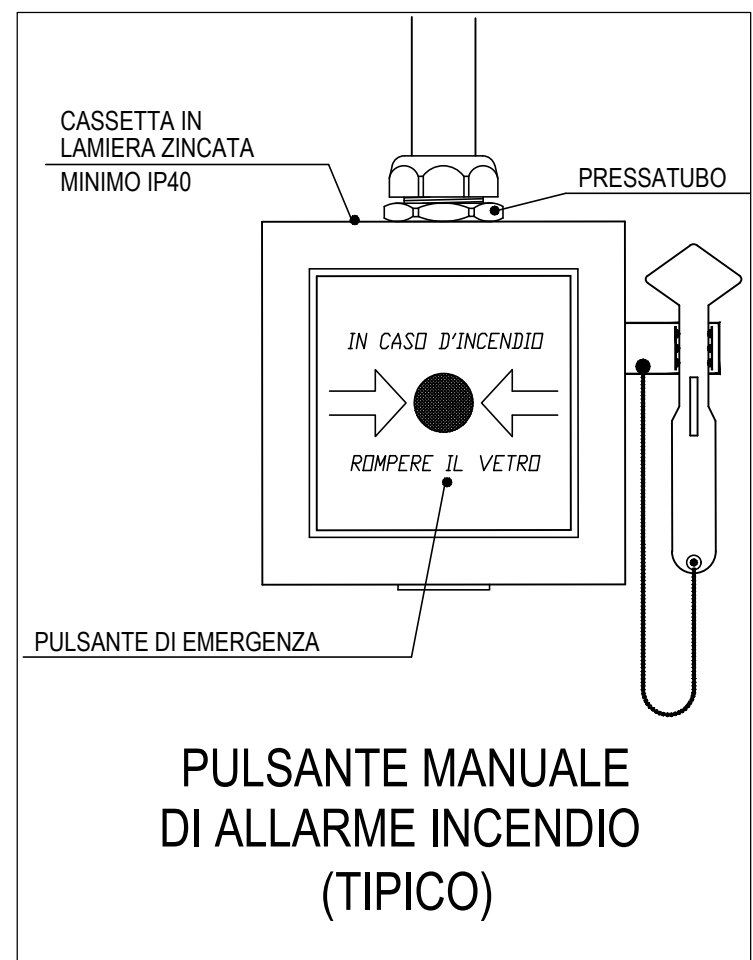
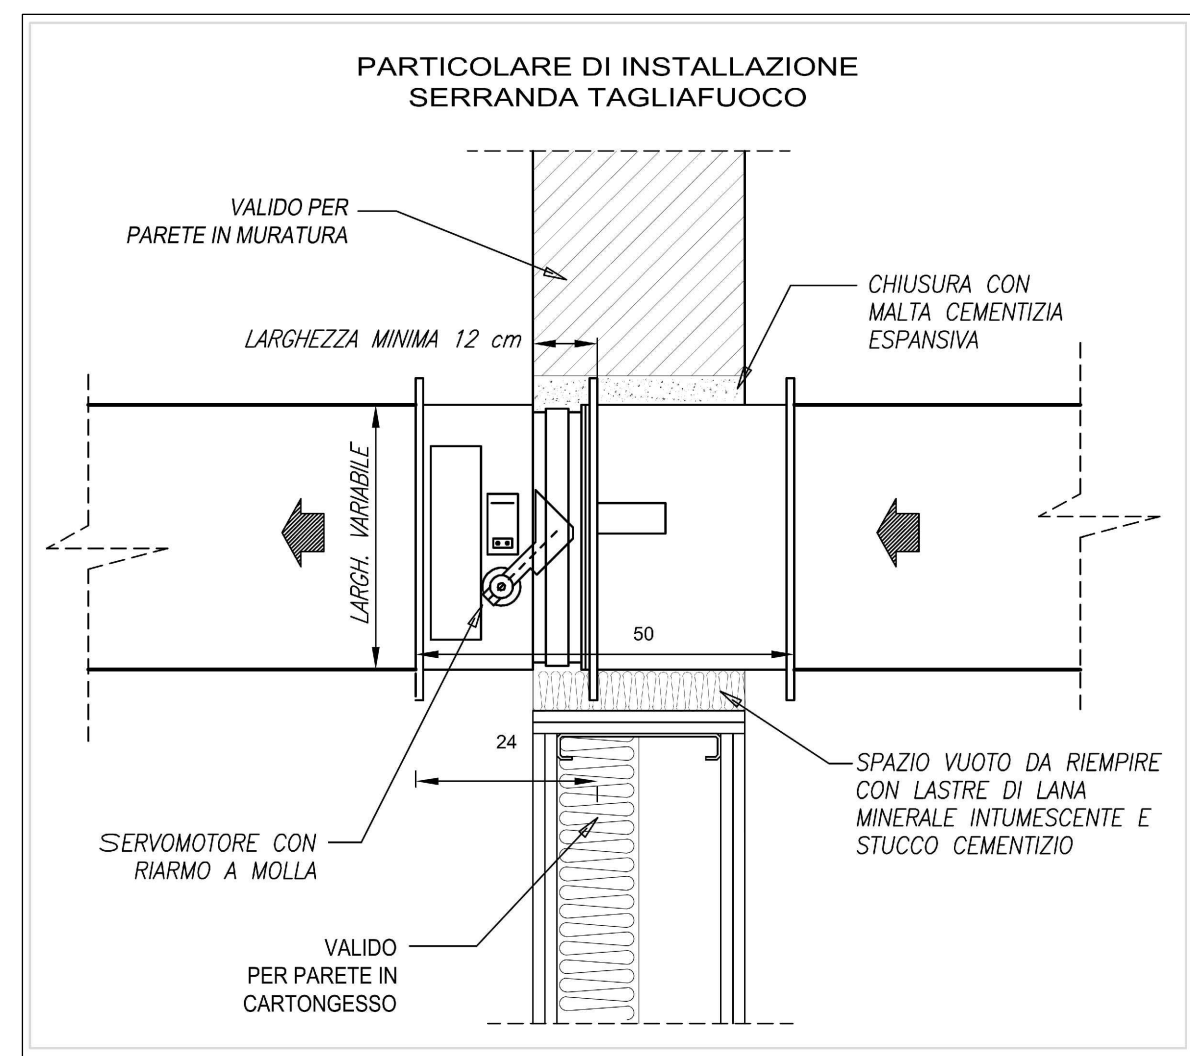


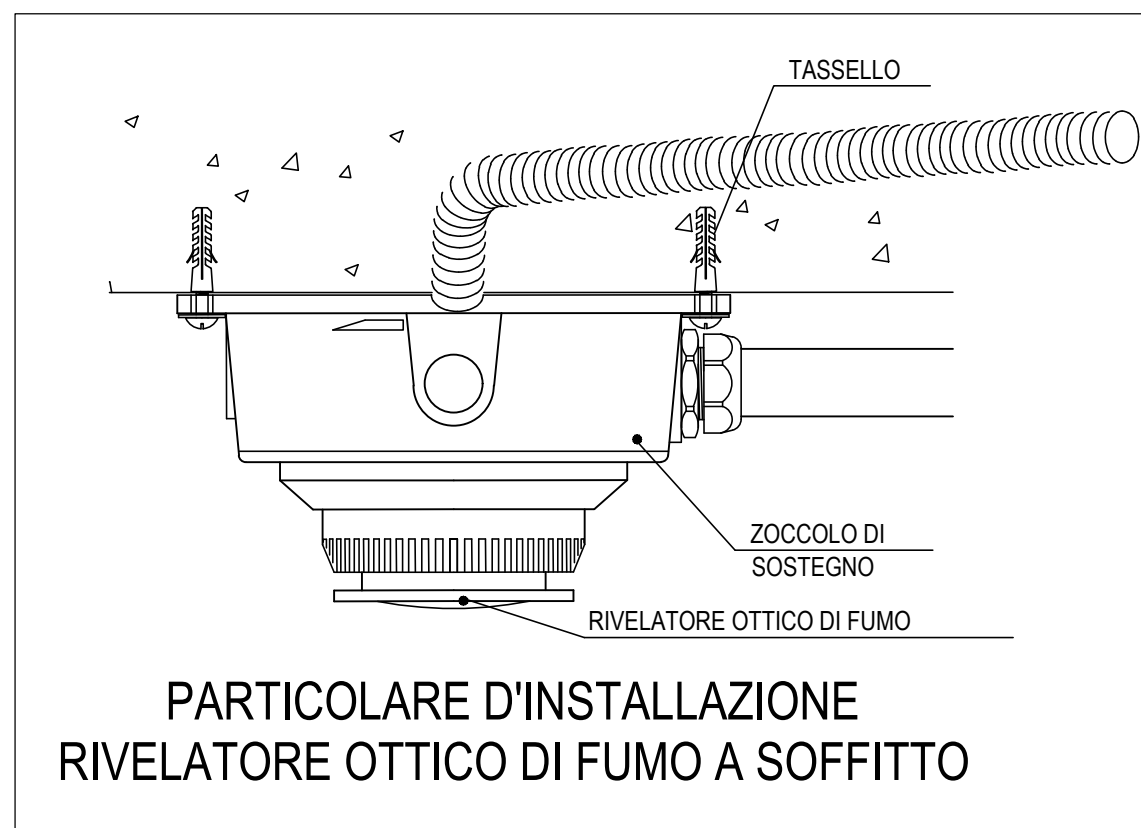

COLLEGAMENTI E TUBAZIONI			
TIPO CIRCUITO	DIAMETRO TUBAZIONE	TIPO DI CAVO	FORMAZIONE
RILEVATORE DI FUMO	1020	CAVI A NORMA EN50200	2x1 mmq
PANNELLO OTTICO ACUSTICO ALLARME+MODULO DI COMANDO	1020	CAVI A NORMA EN50200	2x1 mmq
	1020	CAVI A NORMA EN50200	3x1.5 mmq
PULSANTE SEGNALE INCENDIO	1020	CAVI A NORMA EN50200	2x1 mmq
ELETTROMAGNETE CHIUSURA PORTE REI+MODULO DI COMANDO	1020	CAVI A NORMA EN50200	2x1 mmq
	1020	CAVI A NORMA EN50200	3x1.5 mmq
PUNTO PRESA TELEFONICO / TRASMISSIONE DATI	1020	UTP CAT.6 4cp.	-
DIFFUSORE SONORO	-	CAVI A NORMA EN50200	2x4 (linee dorsali)
	1020	CAVI A NORMA EN50200	2x2.5 (derivazioni)

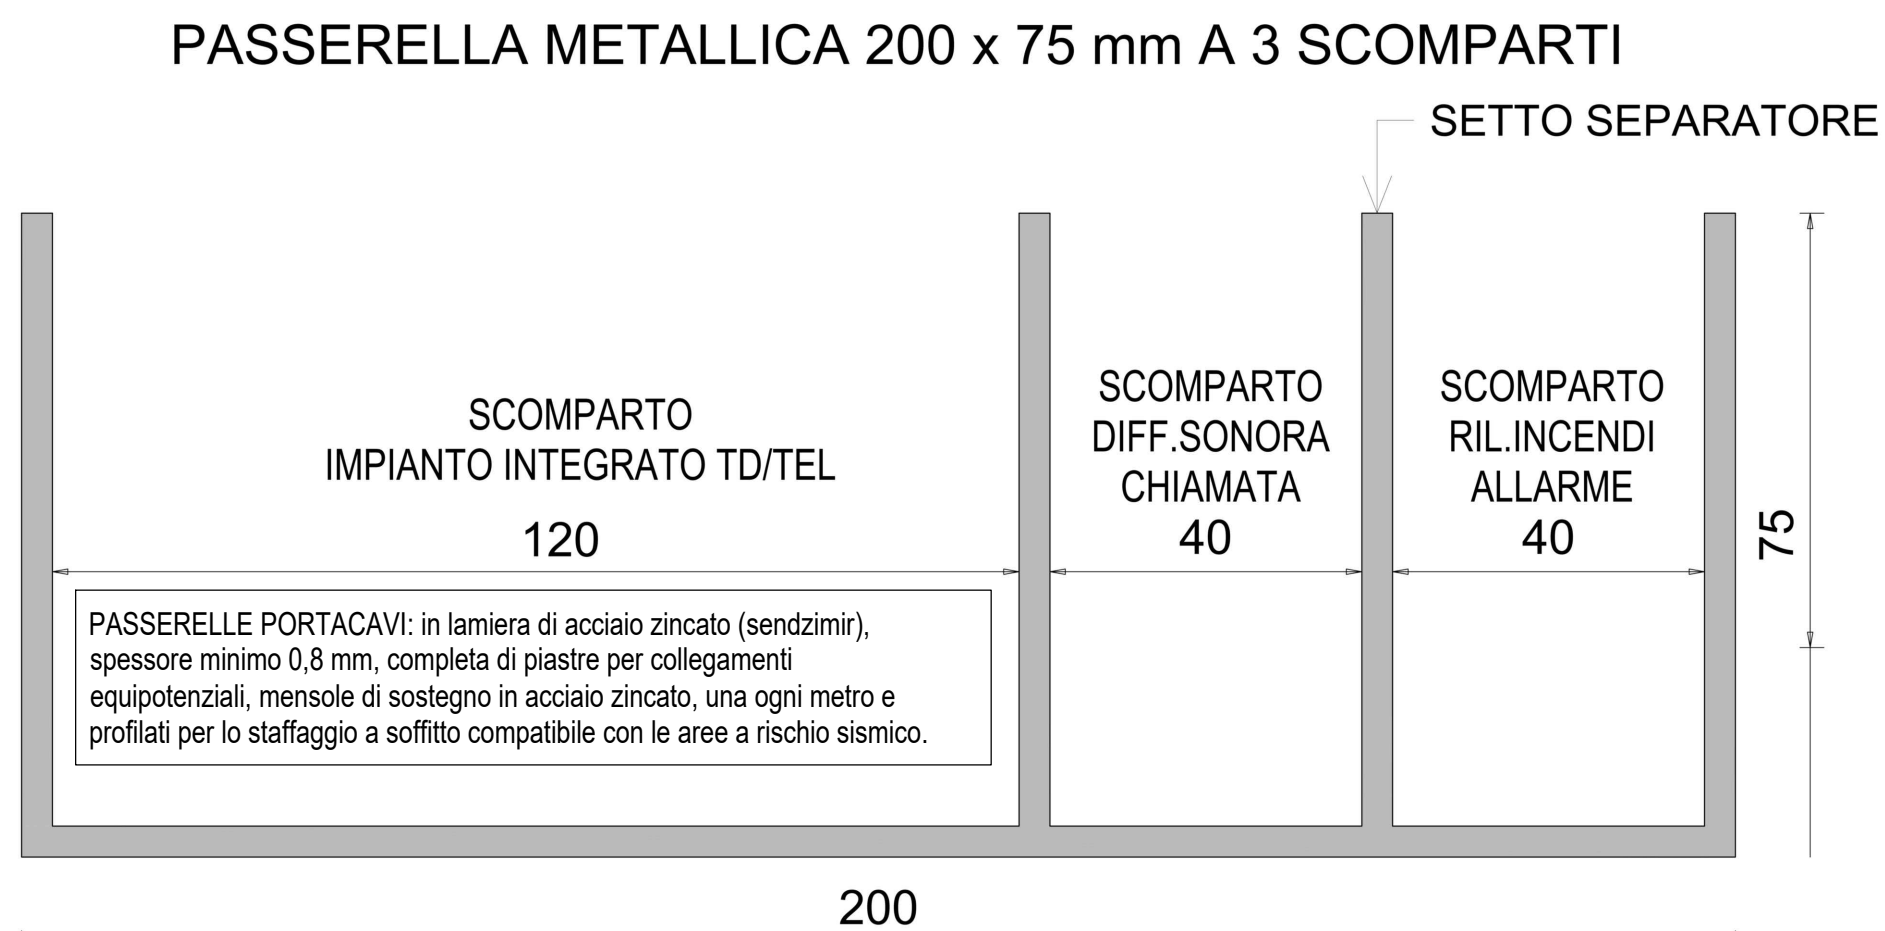

LEGENDA SIMBOLI

IMPIANTO DI RILEVAZIONE INCENDI

C.R.I. CENTRALE IMPIANTO DI RILEVAZIONE INCENDI A 4 LOOP

RILEVATORE OTTICO DI FUMO DI TIPO ANALOGICO INDIRIZZATO COMPLETO DI BASE INSTALLATO A SOFFITTO CON LED LUMINOSO DI INDICAZIONE DI INTERVENTO

RILEVATORE OTTICO DI FUMO DI TIPO ANALOGICO INDIRIZZATO COMPLETO DI BASE INSTALLATO A SOFFITTO CON LED LUMINOSO DI INDICAZIONE DI INTERVENTO - INSTALLATO IN CONTROSOFFITTO

RILEVATORE OTTICO DI FUMO DI TIPO ANALOGICO INDIRIZZATO A SENSIBILITA' AUMENTATA

RILEVATORE OTTICO DI FUMO DI TIPO ANALOGICO INDIRIZZATO INSTALLATO IN CAMERA DI PRELIEVO

ALLARME
INCENDIO

PULSANTE MANUALE DI SEGNALAZIONE ALLARME INCENDIO

MODULO ANALOGICO INDIRIZZATO CON RELE'

ELETTROMAGNETE PER CHIUSURA AUTOMATICA DELLE PORTE TAGLIAFUOCO
LED LUMINOSO PER RIPETIZIONE INDICAZIONE DI INTERVENTO RILEVATORI DI FUMO

SIRENA DI ALLARME ESTERNA

SERRANDA TGLIAFUOCO OMOLOGATA REI 120

IMPIANTO DIFFUSIONE SONORA - EVAC


ARMADIO RACK CENTRALE DIFFUSIONE SONORA EVAC

 
 
DIFFUSORE SONORO INCASSATO IN CONTROSOFFITTO CONFORME UNI EN 54-24 - 6W

BASE MICROFONICA CONFORME UNI EN 54-16 54-24

SETTO TAGLIAFUOCO COLLOCATO IN CORRISPONDENZA DEGLI ATTRAVERSAMENTI TRA LA PASSERELLA/CANALE PORTACAVI E LE PARETI REI 120

PASSERELLA METALLICA 200x75 A 3 SCOMPARTI

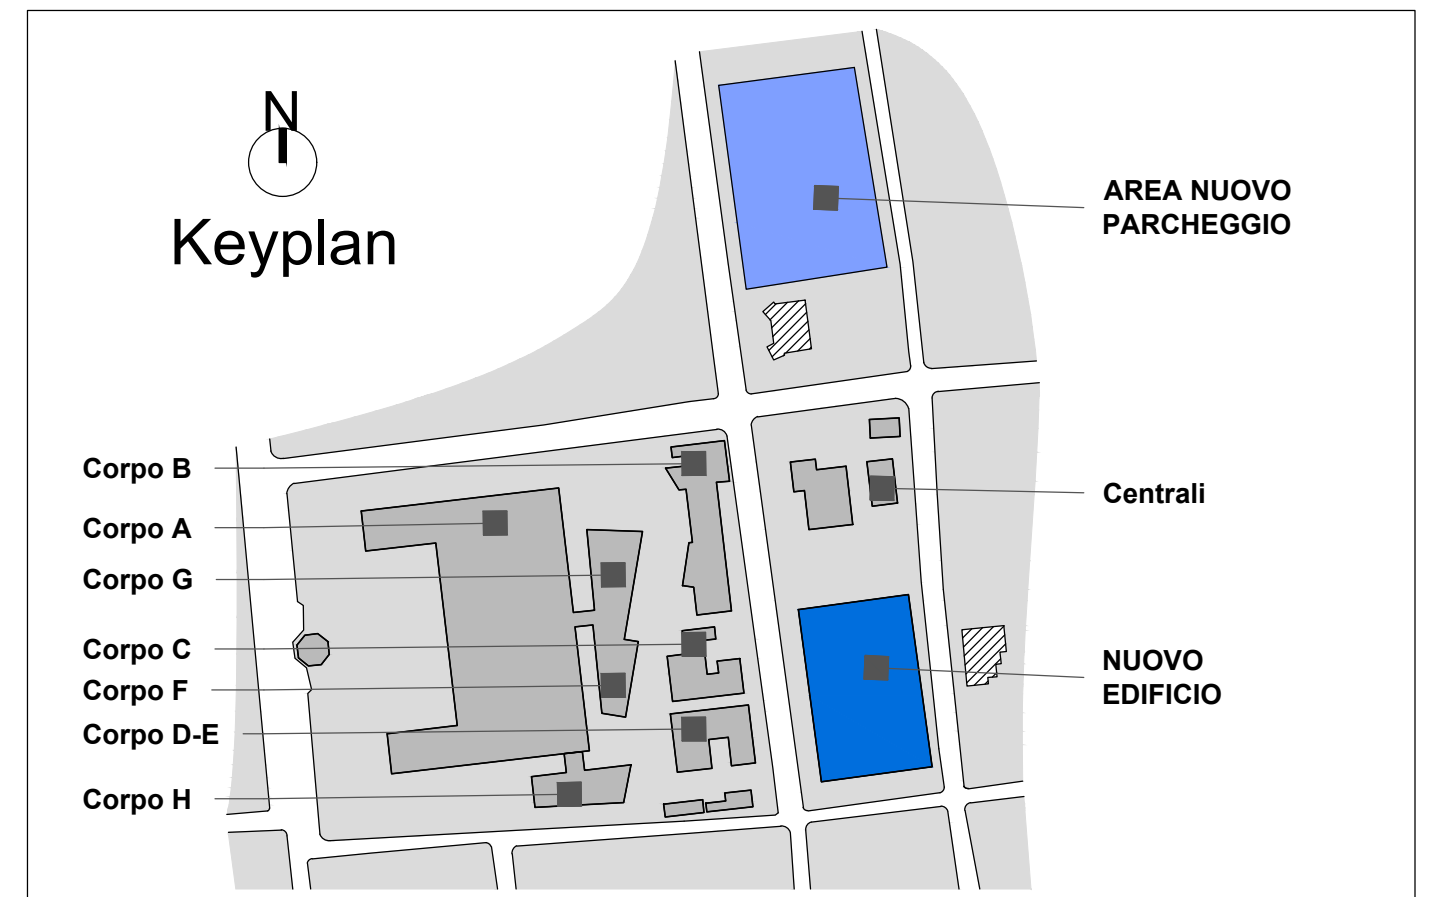

 ASIENDA SANITARIA PROVINCIALE di TRAPANI - Settore Gestione Tecnica																														
COMUNE di ERICE - CASA SANTA - Via Cosenza																														
LAVORI di REALIZZAZIONE DEL SERVIZIO di RADIOTERAPIA ED AMPLIAMENTO DELL'OSPEDALE "S. ANTONIO ABATE" di TRAPANI CIG: 673939330A CUP: G58116000020005																														
PROGETTO ESECUTIVO																														
Conditore: A.S.P. di TRAPANI Via Mazzini 1 - Trapani (TP) Il Responsabile Unico del Procedimento: Dott. Ing. Francesco Costa  Ospedale di Trapani																														
GRUPPO DI PROGETTAZIONE  CAPOGRUPPO Integrazione prestazioni specialistiche: Ing. Olivo Bonardes Responsabile P&C/M: Ing. Minor Rossetti Responsabile qualità: Ing. Luca Bonardes Dott. Marco Menesini Dott.ssa Daniela Provini Arch. Maurizio Cristaldi Arch. Omar Cristaldi Arch. Stefano Galli Arch. Alicia Pezazzola Arch. Enrica Rinaldi Arch. Francesco Tassinaro Arch. Viola Tassinari Arch. Massimiliano Venditti Ing. Nicola Azzali Ing. Daniele Accorzi Ing. Valentina Brasili Ing. Benedetto Ceccoperti Ing. Salvatore Corlano Ing. Chiara Faldone Ing. Marco Galazzo Ing. Giulio Galli Ing. Luigi Ivorra Ing. Pasquale Longomonte Ing. Valerio Mastroianni Ing. Simone Pellegrini Ing. Mattia Perugini Ing. Antonio Luca Russo Ing. Maria Caterina Sordi Ing. Luigi Spizzoli Ing. Nanna Tondini Ing. Vito Valentini P. J. Massimo Bricca Geom. Daniele Casarini Geom. Leonardo Chappari Geom. Luca Chigiarini Geom. Carlo Rovi Geom. Antonio Spingola Geol. Stefano Pizzoli MANDANTE Responsabile e-SP: Ing. Ruggiero Cassata Ing. Giovanni Casarita Ing. Giuseppe Gerouseo Arch. Bruno Sambo Geom. Giuseppe Cardella COORDINATORE TECNICO DEL PROGETTO Ing. Roberto Mannoia Ing. Roberto Mannoia Ing. Roberto Mannoia RGM S.r.l.																														
IMPIANTI ELETTRICI E SPECIALI Impianto di rilevazione incendi e diffusione sonora EVAC - Pianta piano 1° seminterrato																														
<table border="1"> <tr> <td colspan="2"> Pratica 17014_BZD </td> <td colspan="2"> Scala 1:100 </td> </tr> <tr> <td colspan="4"> Identificativo 04_A_ELS_pt_003_B </td> </tr> </table> <table border="1"> <tr> <td>B</td> <td>SETTEMBRE 2023</td> <td>VALIDAZIONE</td> <td>BRICCA</td> <td>SORCI M.G.</td> <td>VALENTINI</td> <td>BONADIES</td> </tr> <tr> <td>A</td> <td>MAGGIO 2023</td> <td>PRIMA EMISSIONE</td> <td>BRICCA</td> <td>SORCI M.G.</td> <td>VALENTINI</td> <td>BONADIES</td> </tr> <tr> <td>Rev.</td> <td>Data</td> <td>Motivazione</td> <td>Redatto</td> <td>Verificato</td> <td>Approvato</td> <td>Autorizzato</td> </tr> </table>		Pratica 17014_BZD		Scala 1:100		Identificativo 04_A_ELS_pt_003_B				B	SETTEMBRE 2023	VALIDAZIONE	BRICCA	SORCI M.G.	VALENTINI	BONADIES	A	MAGGIO 2023	PRIMA EMISSIONE	BRICCA	SORCI M.G.	VALENTINI	BONADIES	Rev.	Data	Motivazione	Redatto	Verificato	Approvato	Autorizzato
Pratica 17014_BZD		Scala 1:100																												
Identificativo 04_A_ELS_pt_003_B																														
B	SETTEMBRE 2023	VALIDAZIONE	BRICCA	SORCI M.G.	VALENTINI	BONADIES																								
A	MAGGIO 2023	PRIMA EMISSIONE	BRICCA	SORCI M.G.	VALENTINI	BONADIES																								
Rev.	Data	Motivazione	Redatto	Verificato	Approvato	Autorizzato																								
Questo documento è di proprietà esclusiva. È proibita la riproduzione anche parziale e la cessione a terzi senza la nostra autorizzazione																														