




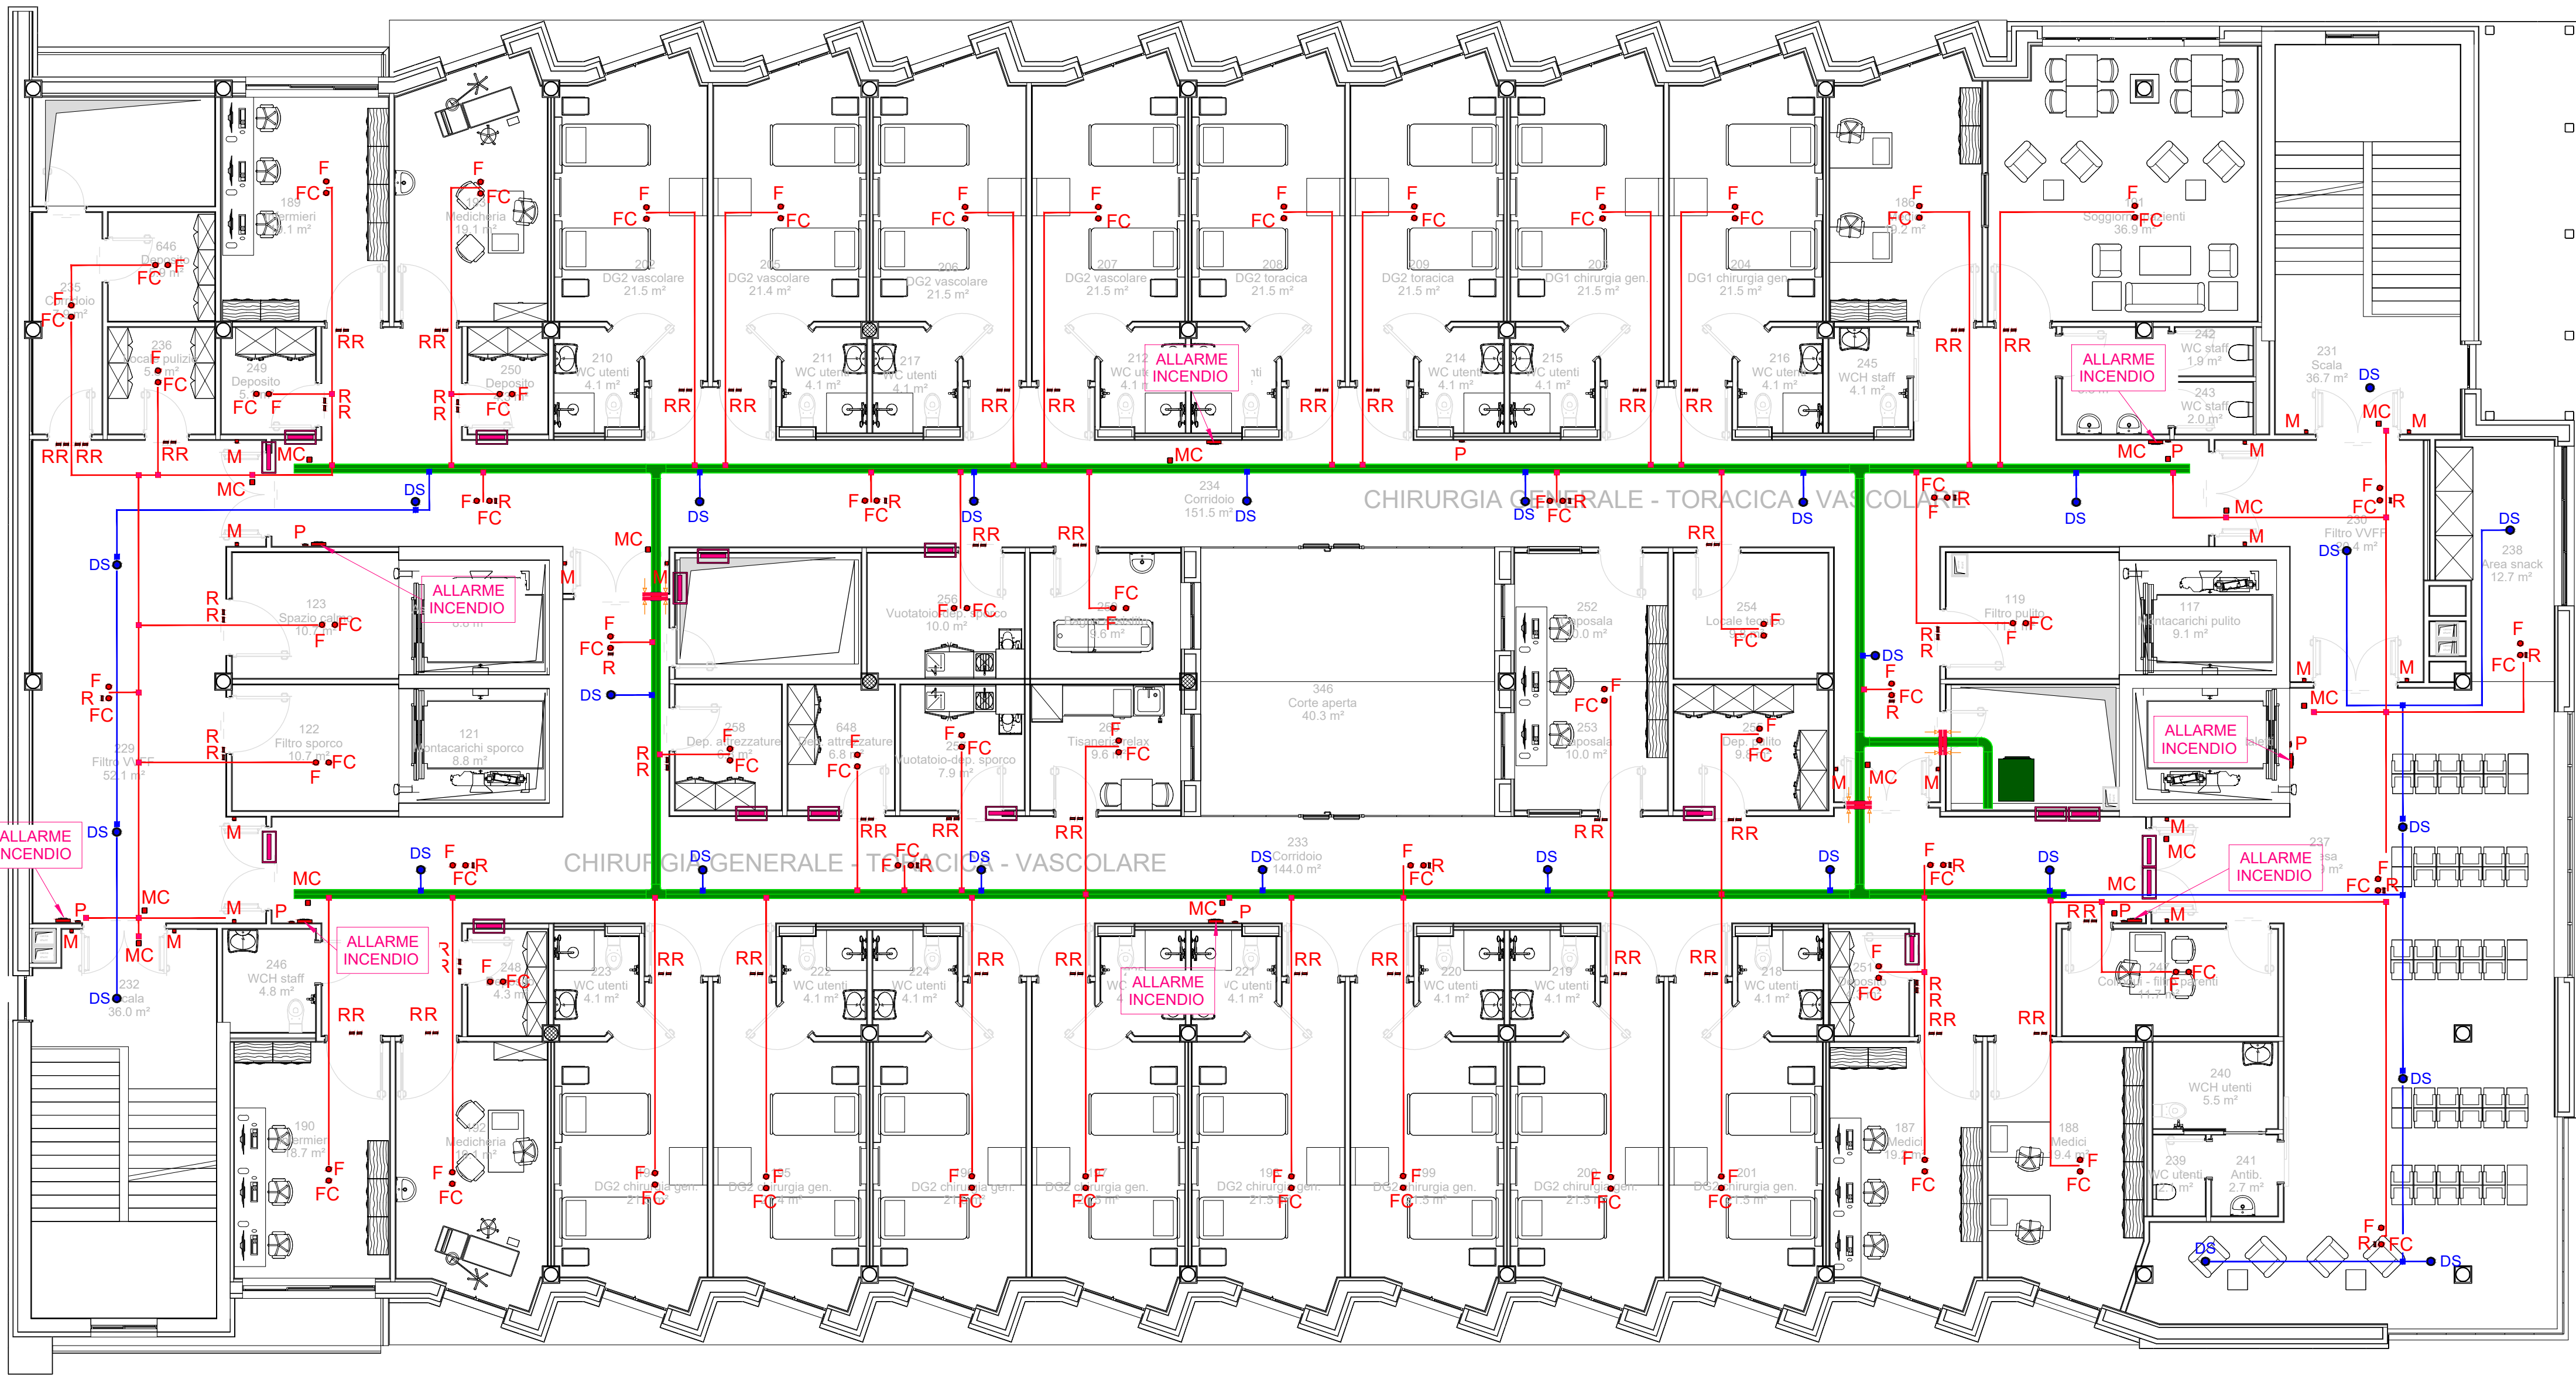


1 IMPIANTO DI RILEVAZIONE INCENDI E DIFFUSIONE SONORA EVAC
1 : 100

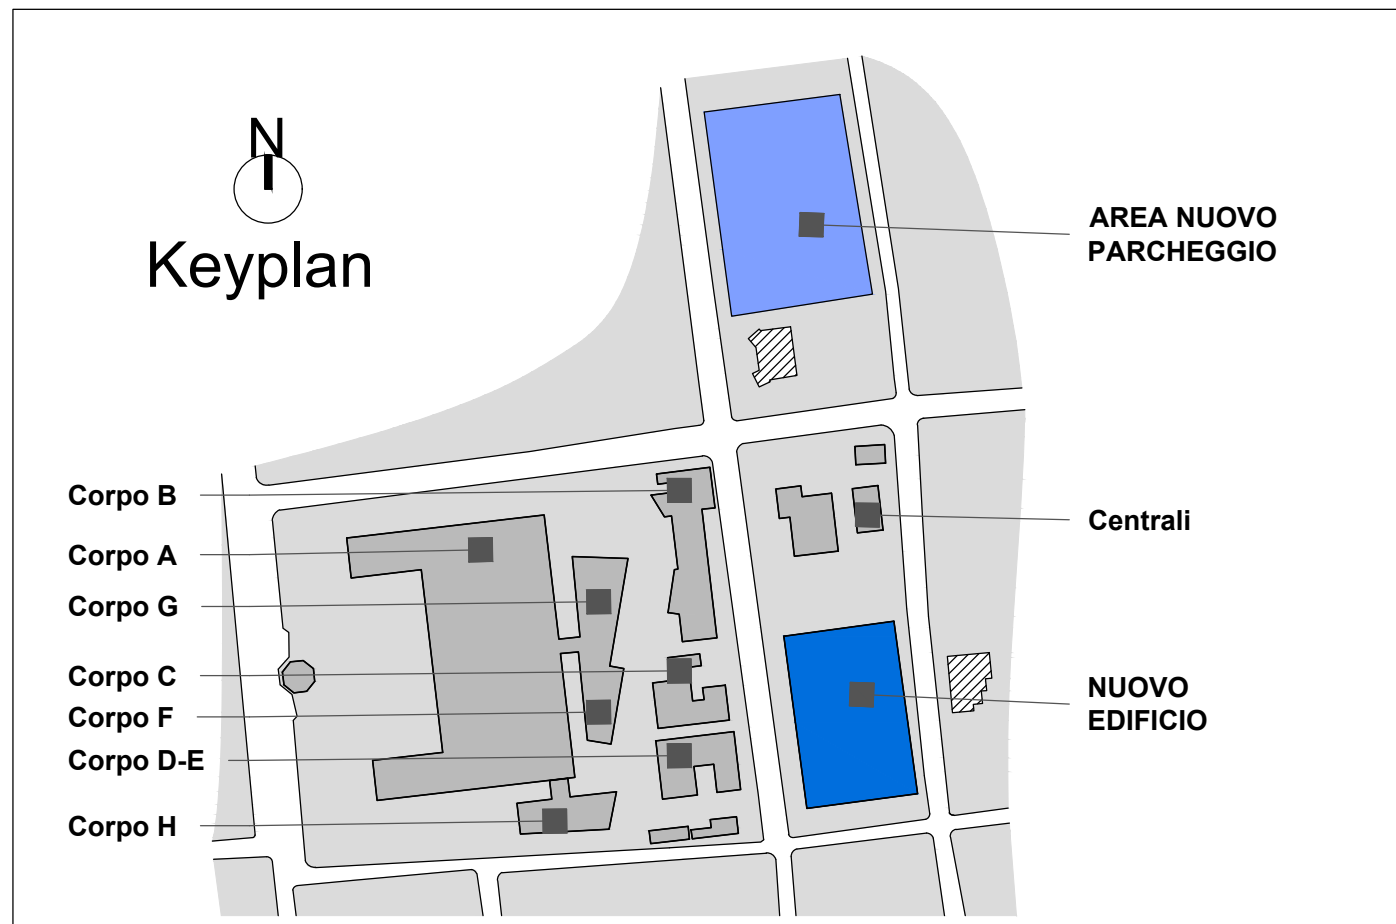


PARTICOLARE TAMPONAMENTO ANTIFIAMMA PASSAGGIO IMPIANTI
PROTEZIONE REI 120 SU ATTRAVERSAMENTO PARETI

N.B.: IN TUTTI GLI ATTRAVERSAMENTI DELLE LINEE ELETTRICHE (DI POTENZA, TELECOMUNICAZIONI, SICUREZZA, ECC.) DI PARETI E/O SOLAI TAGLIAFUOCO DOVRÀ ESSERE RIPRISTINATA LA RESISTENZA AL FUOCO (REI 120) DEGLI ELEMENTI STRUTTURALI ORIZZONTALI E/O VERTICALI MEDIANTE L'INSTALLAZIONE DI OPPORTUNE BARRIERE TAGLIAFUOCO SIGILLATE CON STUCCO INTUMESCENTE.

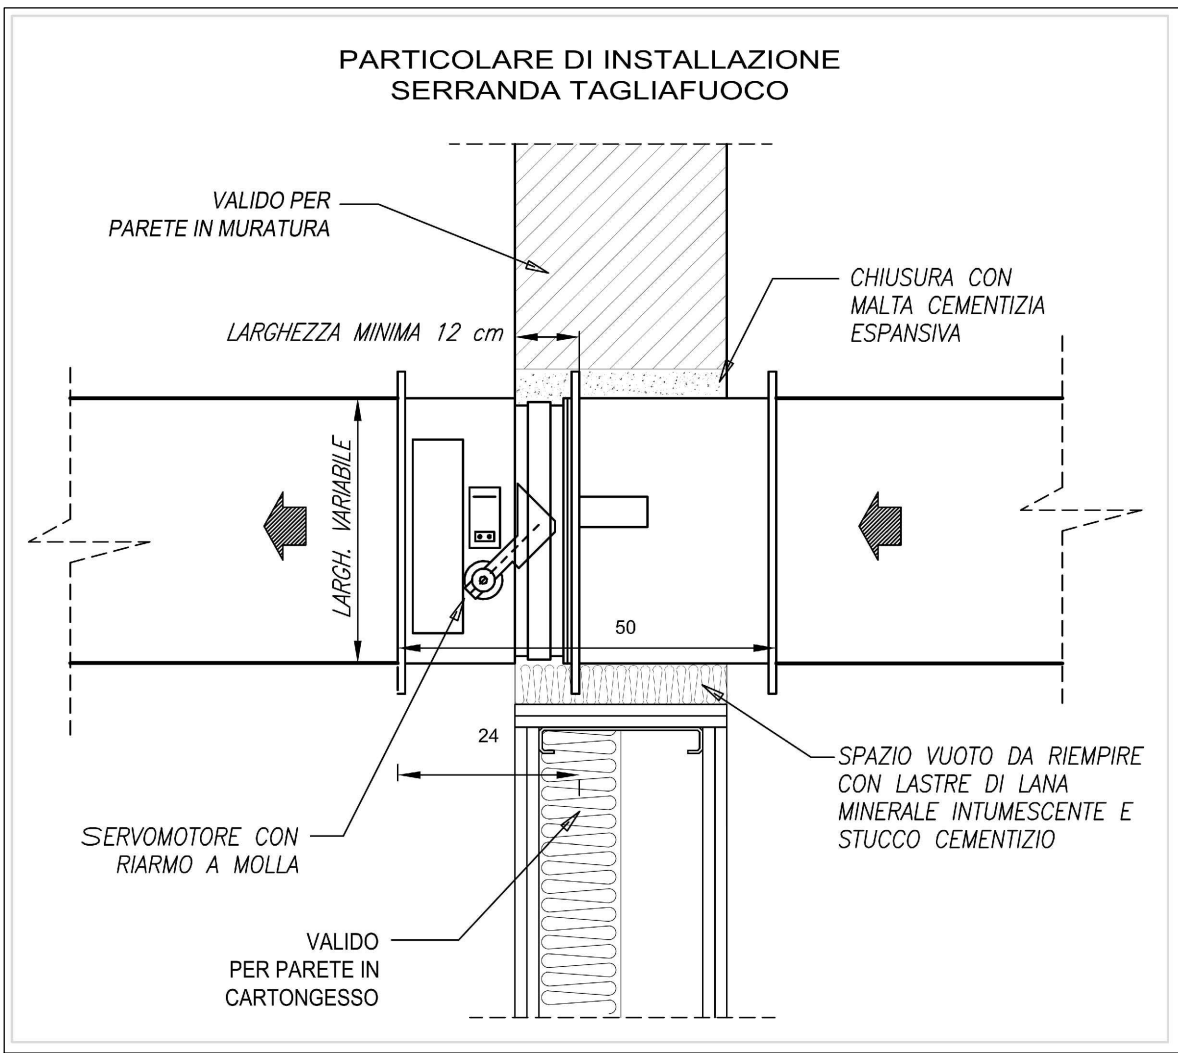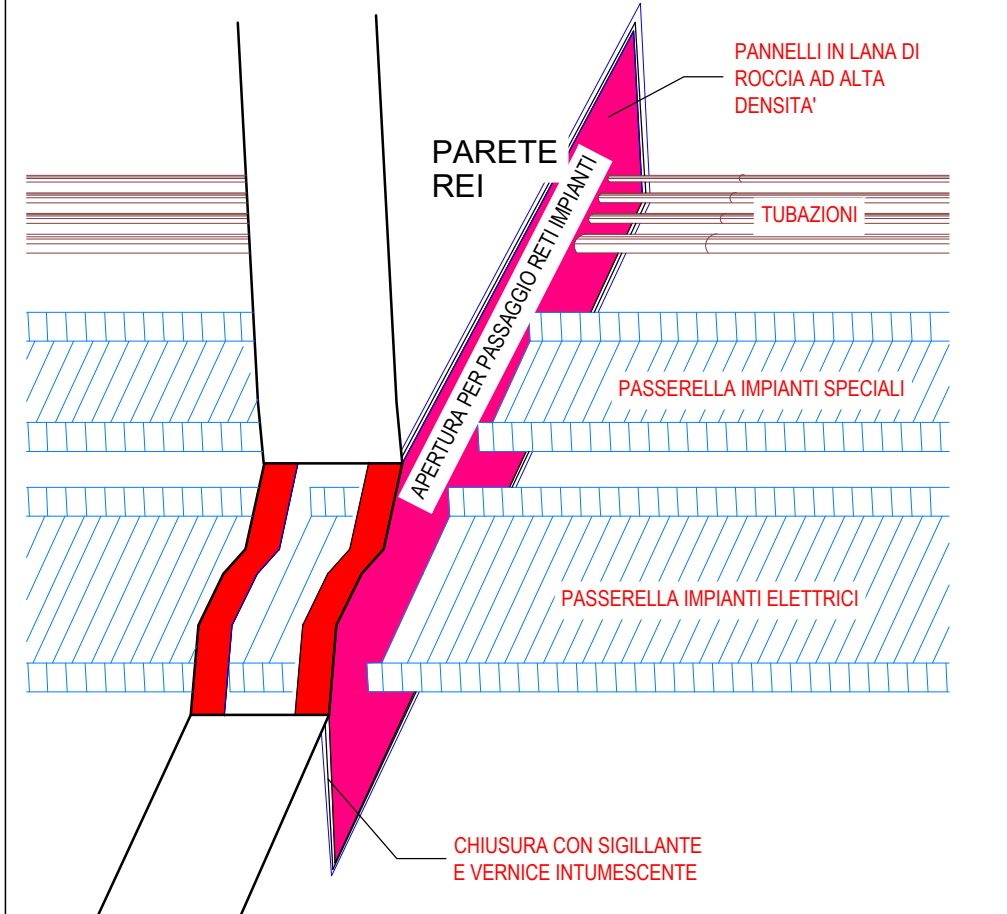

- ### LEGENDA SIMBOLI
- IMPIANTO DI RILEVAZIONE INCENDI**
- C.R.I. CENTRALE IMPIANTO DI RILEVAZIONE INCENDI A 4 LOOP
 - F • RILEVATORE OTTICO DI FUMO DI TIPO ANALOGICO INDIRIZZATO COMPLETO DI BASE INSTALLATO A SOFFITTO CON LED LUMINOSO DI INDICAZIONE DI INTERVENTO
 - FC • RILEVATORE OTTICO DI FUMO DI TIPO ANALOGICO INDIRIZZATO COMPLETO DI BASE INSTALLATO A SOFFITTO CON LED LUMINOSO DI INDICAZIONE DI INTERVENTO - INSTALLATO IN CONTROSOFFITTO
 - FCP ■ RILEVATORE OTTICO DI FUMO DI TIPO ANALOGICO INDIRIZZATO INSTALLATO IN CAMERA DI PRELIEVO
 - ALLARME INCENDIO**
 - DISPOSITIVO OTTICO-ACUSTICO DI ALLARME INCENDIO
 - P - PULSANTE MANUALE DI SEGNALEZIONE ALLARME INCENDIO
 - MC • MODULO ANALOGICO INDIRIZZATO CON RELE'
 - M • ELETTROMAGNETE PER CHIUSURA AUTOMATICA DELLE PORTE TAGLIAFUOCO
 - R • LED LUMINOSO PER RIPETIZIONE INDICAZIONE DI INTERVENTO RILEVATORI DI FUMO
 - SE - SIRENA DI ALLARME ESTERNA
 - SERRANDA TGLIAFUOCO OMOLOGATA REI 120
- IMPIANTO DIFFUSIONE SONORA - EVAC**
- ARMADIO RACK CENTRALE DIFFUSIONE SONORA EVAC
 - DS • DIFFUSORE SONORO INCASSATO IN CONTROSOFFITTO CONFORME UNI EN 54-24 - 6W
 - BASE MICROFONICA CONFORME UNI EN 54-16 54-24
 - SETTO TAGLIAFUOCO COLLOCATO IN CORRISPONDENZA DEGLI ATTRAVERSAMENTI TRA LA PASSERELLA/CANALE PORTACAVI E LE PARETI REI 120
 - PASSERELLA METALLICA 200x75 A 3 SCOMPARTI

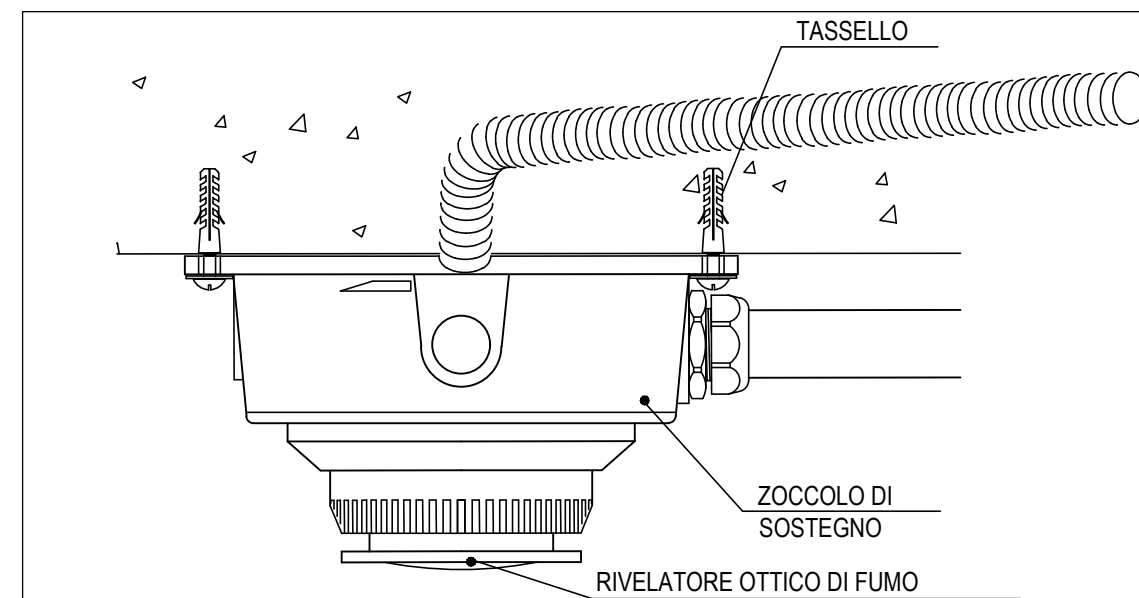

PARTICOLARE D'INSTALLAZIONE
RILEVATORE OTTICO DI FUMO A SOFFITTO

AZIENDA SANITARIA PROVINCIALE di TRAPANI - Settore Gestione Tecnica

COMUNE di ERICE - CASA SANTA - Via Cosenza

LAVORI DI REALIZZAZIONE DEL SERVIZIO DI RADIOTERAPIA ED AMPLIAMENTO DELL'OSPEDALE "S. ANTONIO ABATE" DI TRAPANI
CIG: 673939330A CUP: G58116000020005

PROGETTO ESECUTIVO



CAPOGRUPPO Integrazione prestazioni specialistiche: Ing. Ciro Bonadies Responsabile PSCM: Ing. Marco Raimondi Responsabile qualità: Ing. Luca Bonadies		Arch. Massimo Vindelli Ing. Luigi Iovine Ing. Michele Anzani Ing. Daniele Accardi Ing. Valeria Maresca Ing. Valeria Proietti Ing. Maria Proietti Ing. Antonio Luca Russo Ing. Maria Caterina Sordi Ing. Luigi Spicciotti Ing. Nuno Tordella		Ing. Valeria Valentini Ing. Massimo Bonadies Ing. Daniele Accardi Ing. Valeria Proietti Ing. Maria Proietti Ing. Antonio Luca Russo Ing. Maria Caterina Sordi Ing. Luigi Spicciotti Ing. Nuno Tordella	
Arch. Massimo Vindelli Ing. Luigi Iovine Ing. Michele Anzani Ing. Daniele Accardi Ing. Valeria Maresca Ing. Valeria Proietti Ing. Maria Proietti Ing. Antonio Luca Russo Ing. Maria Caterina Sordi Ing. Luigi Spicciotti Ing. Nuno Tordella		Ing. Valeria Valentini Ing. Massimo Bonadies Ing. Daniele Accardi Ing. Valeria Proietti Ing. Maria Proietti Ing. Antonio Luca Russo Ing. Maria Caterina Sordi Ing. Luigi Spicciotti Ing. Nuno Tordella		Ing. Valeria Valentini Ing. Massimo Bonadies Ing. Daniele Accardi Ing. Valeria Proietti Ing. Maria Proietti Ing. Antonio Luca Russo Ing. Maria Caterina Sordi Ing. Luigi Spicciotti Ing. Nuno Tordella	


IMPIANTI ELETTRICI E SPECIALI					Pratica 17014_B2D		Scala 1:100	
Impianto di rilevazione incendi e diffusione sonora EVAC - Pianta piano sopraelevato					Identificativo 04_A_ELS_pt_004_B			
B	SETTEMBRE 2023	VALIDAZIONE	BRICCA	SORCI M.G.	VALENTINI		BONADIES	
A	MAGGIO 2023	PRIMA EMISSIONE	BRICCA	SORCI M.G.	VALENTINI		BONADIES	
Rev.	Data	Motivazione	Redatto	Verificato	Approvato		Autorizzato	

Questo documento è di proprietà esclusiva. È proibita la riproduzione anche parziale e la cessione a terzi senza la nostra autorizzazione.

COLLEGAMENTI E TUBAZIONI



TIPO CIRCUITO	DIAMETRO TUBAZIONE	TIPO DI CAVO	FORMAZIONE
RILEVATORE DI FUMO	1020	CAVI A NORMA EN50200	2x1 mmq
	1020	CAVI A NORMA EN50200	2x1 mmq
PANNELLO OTTICO ACUSTICO ALLARME+MODULO DI COMANDO	1020	CAVI A NORMA EN50200	3x1.5 mmq
PULSANTE SEGNALEZIONE INCENDIO	1020	CAVI A NORMA EN50200	2x1 mmq
	1020	CAVI A NORMA EN50200	3x1.5 mmq
ELETTROMAGNETE CHIUSURA PORTE REI+MODULO DI COMANDO	1020	CAVI A NORMA EN50200	2x1 mmq
	1020	CAVI A NORMA EN50200	3x1.5 mmq
PUNTO PRESA TELEFONICO / TRASMISSIONE DATI	1020	UTP CAT.6 4cp.	-
	1020	CAVI A NORMA EN50200	2x4 (linee dorsali)
DIFFUSORE SONORO	-	CAVI A NORMA EN50200	2x2.5 (derivazioni)
	1020	CAVI A NORMA EN50200	2x2.5 (derivazioni)

PASSERELLA METALLICA 200 x 75 mm A 3 SCOMPARTI

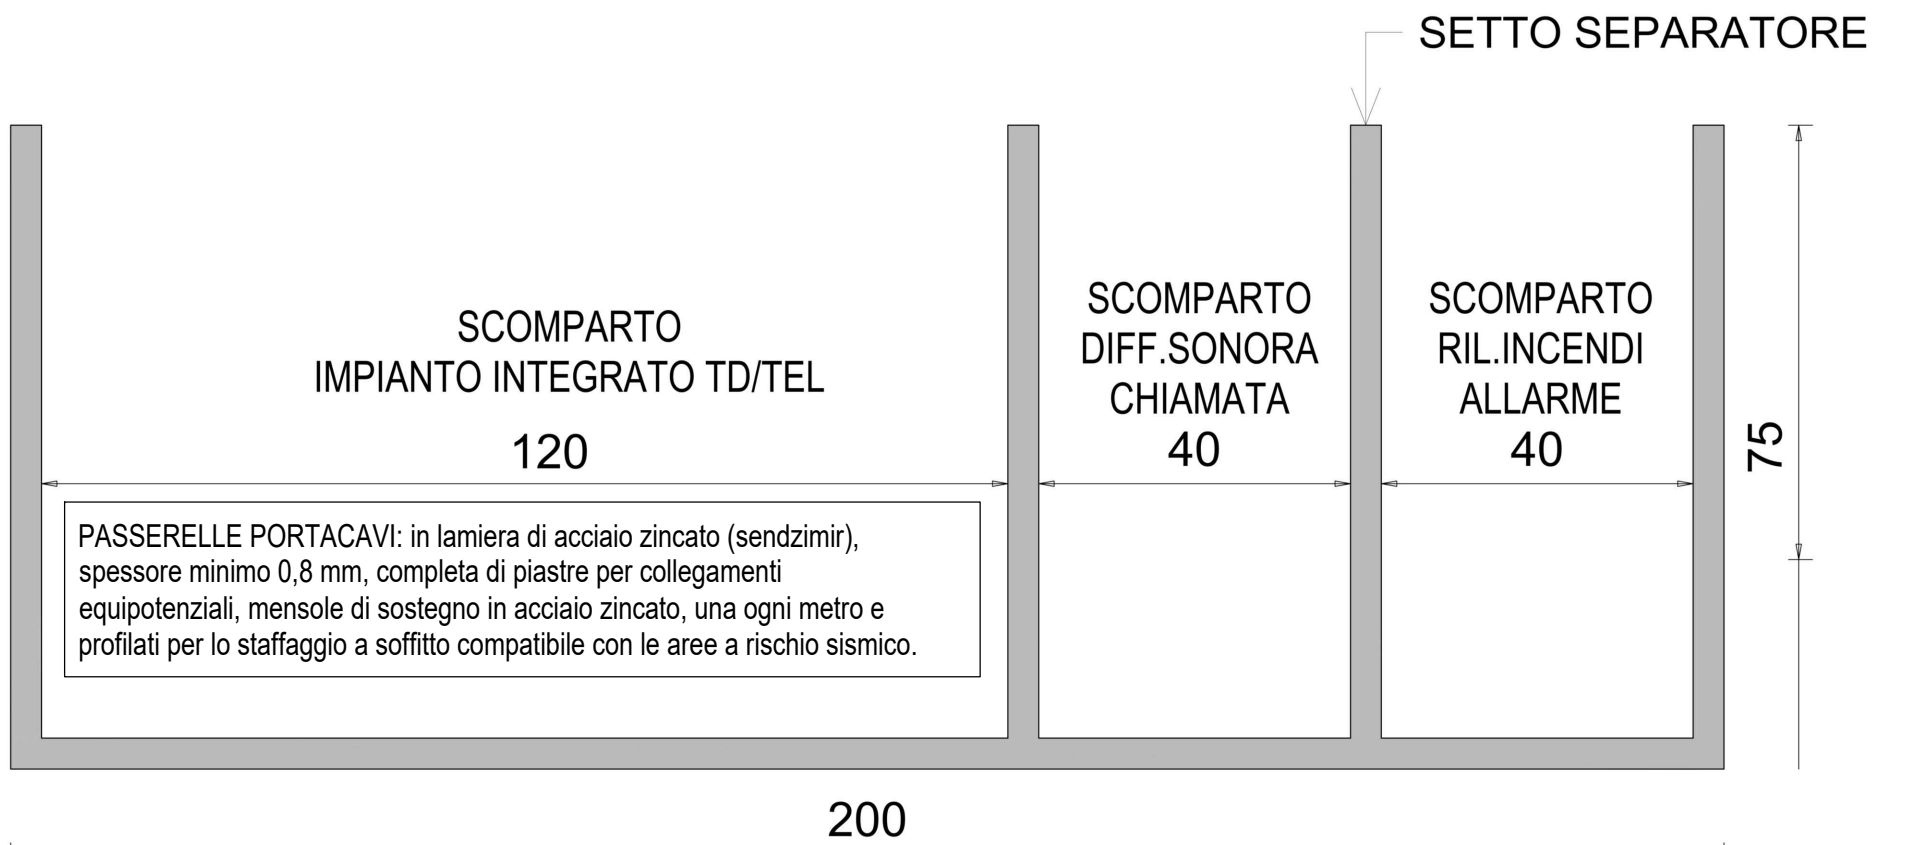

PARTICOLARE TIPICO ALLACCIAMENTO ELETTRICO SERRANDE TAGLIAFUOCO

SERVOMOTORE SERRANDA CON RITORNO A MOLLA
E FUSIBILE DI APERTURA TABATO A 72
P= 7W in Apertura, 2W in Mantenimento

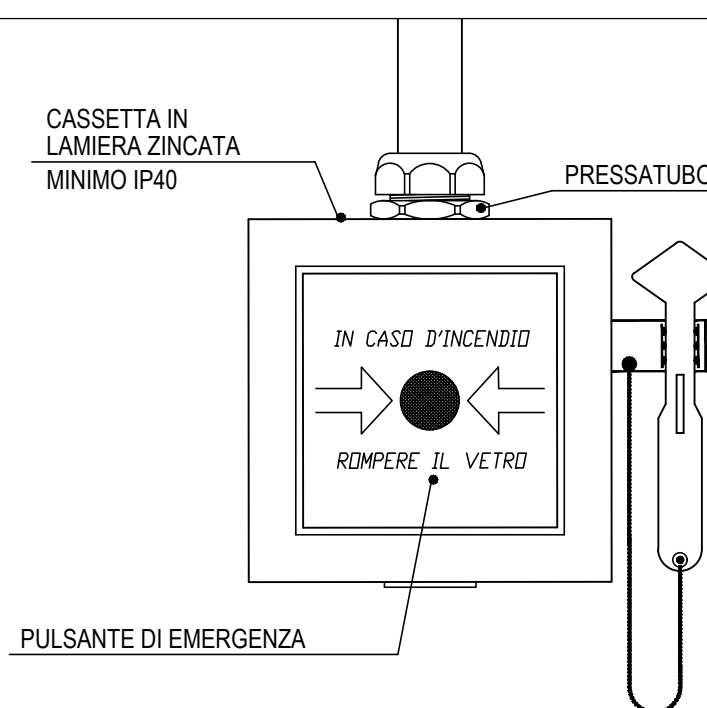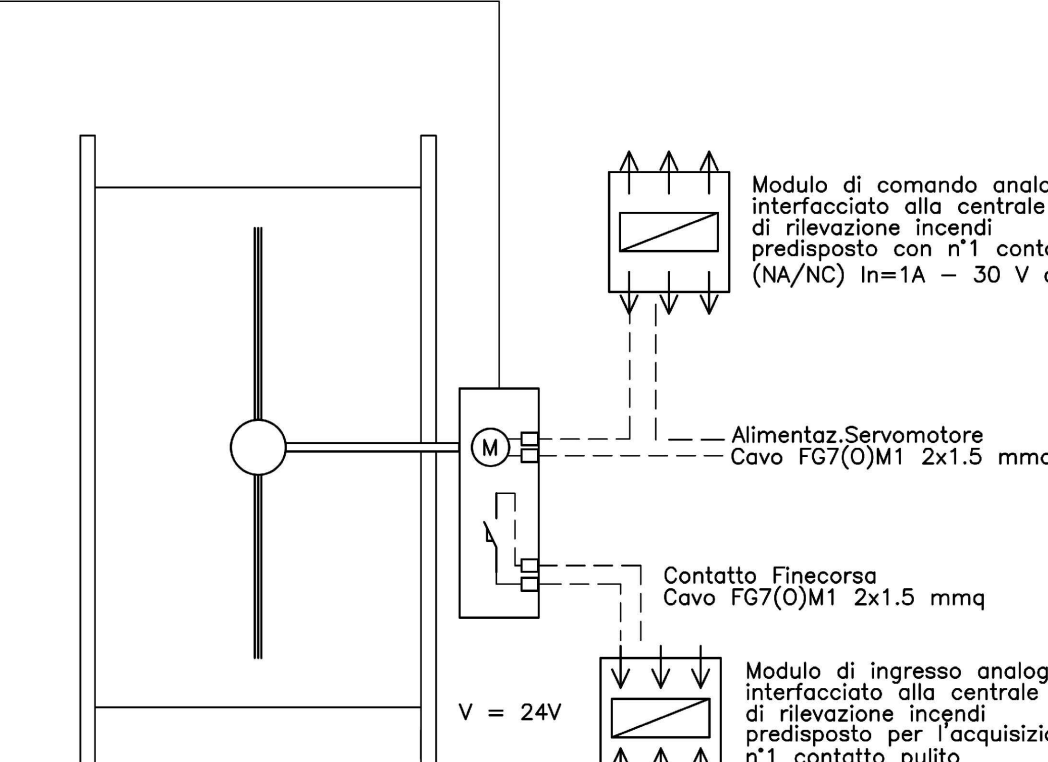

PULSANTE MANUALE
DI ALLARME INCENDIO
(TIPICO)