

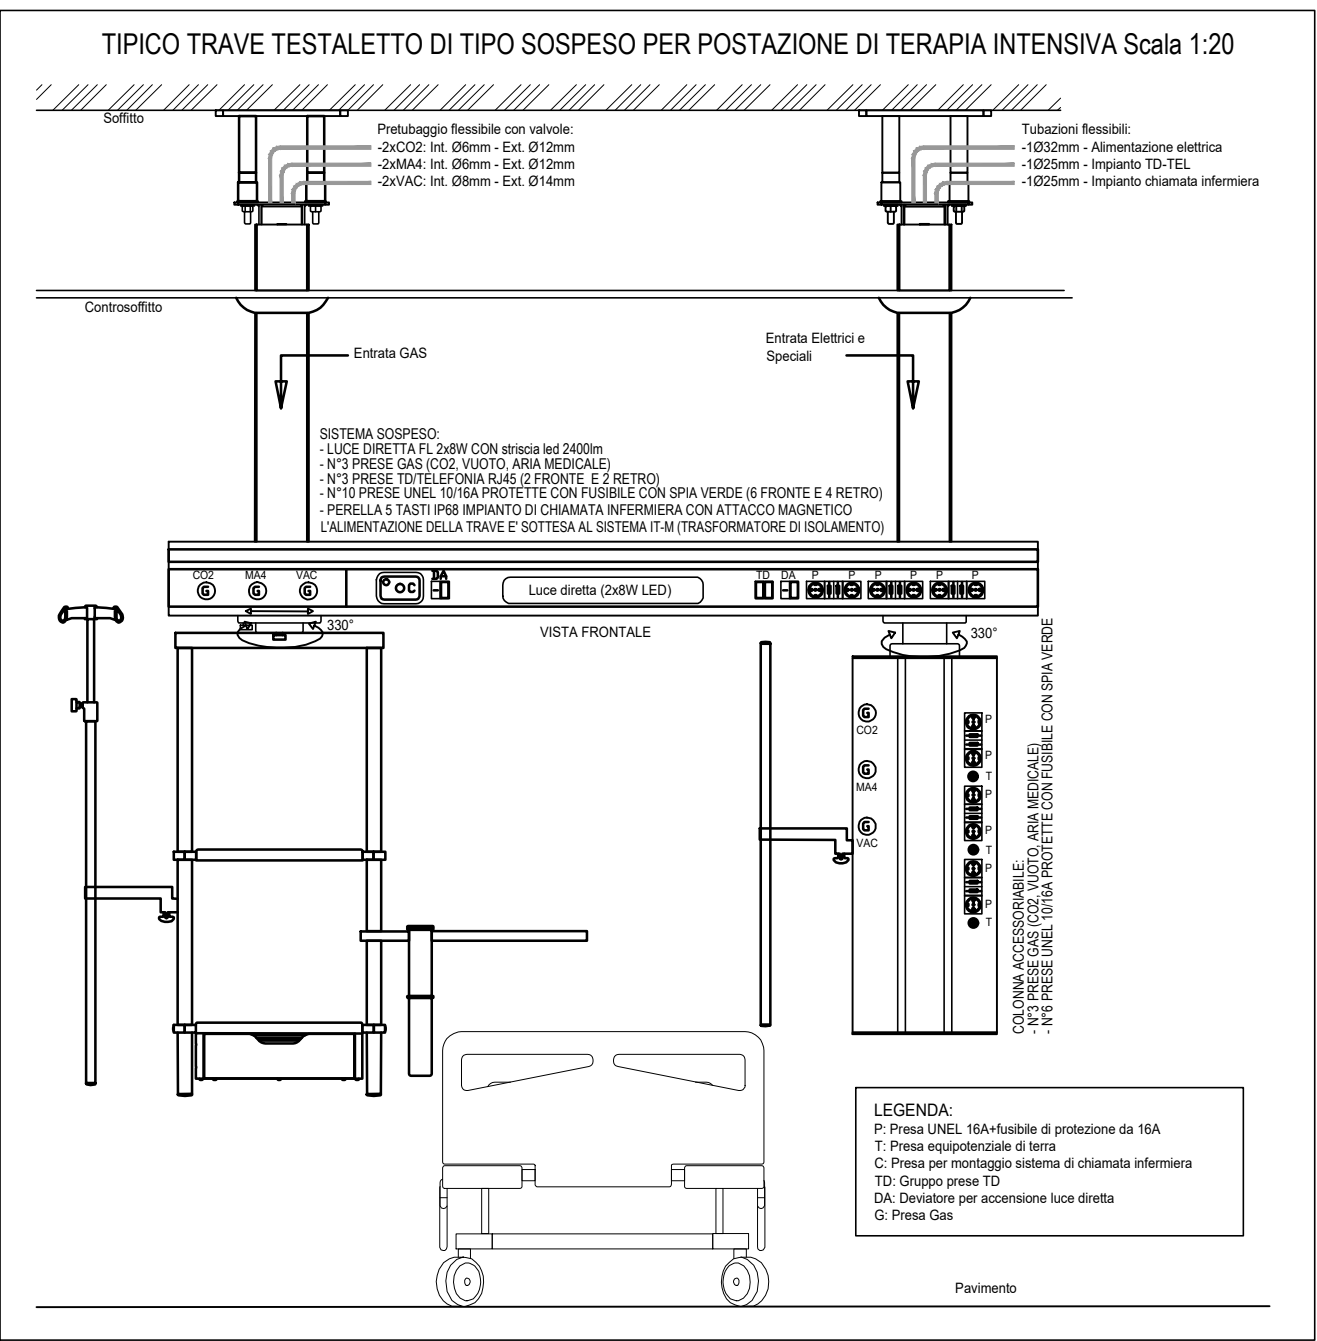
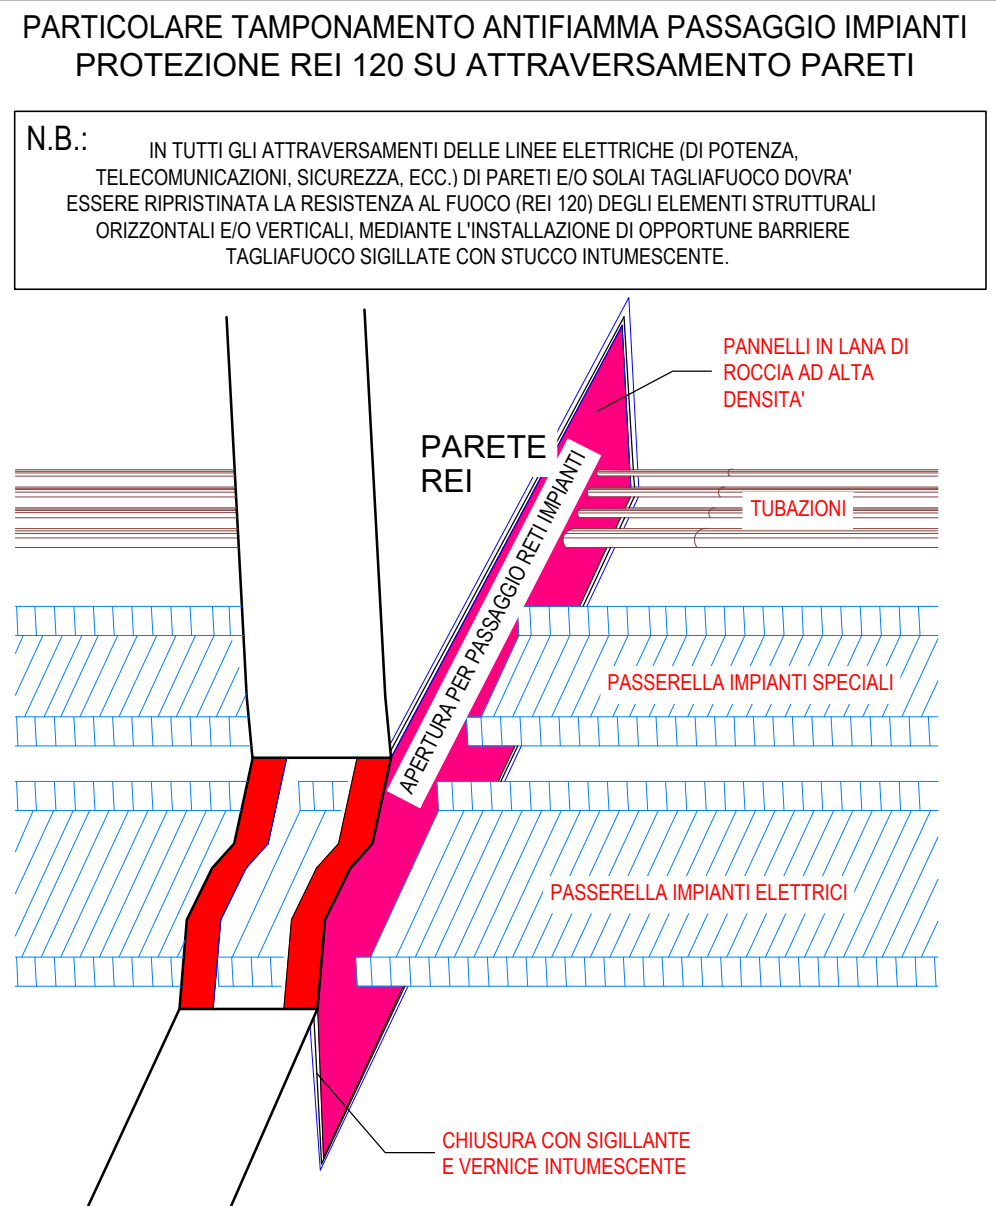


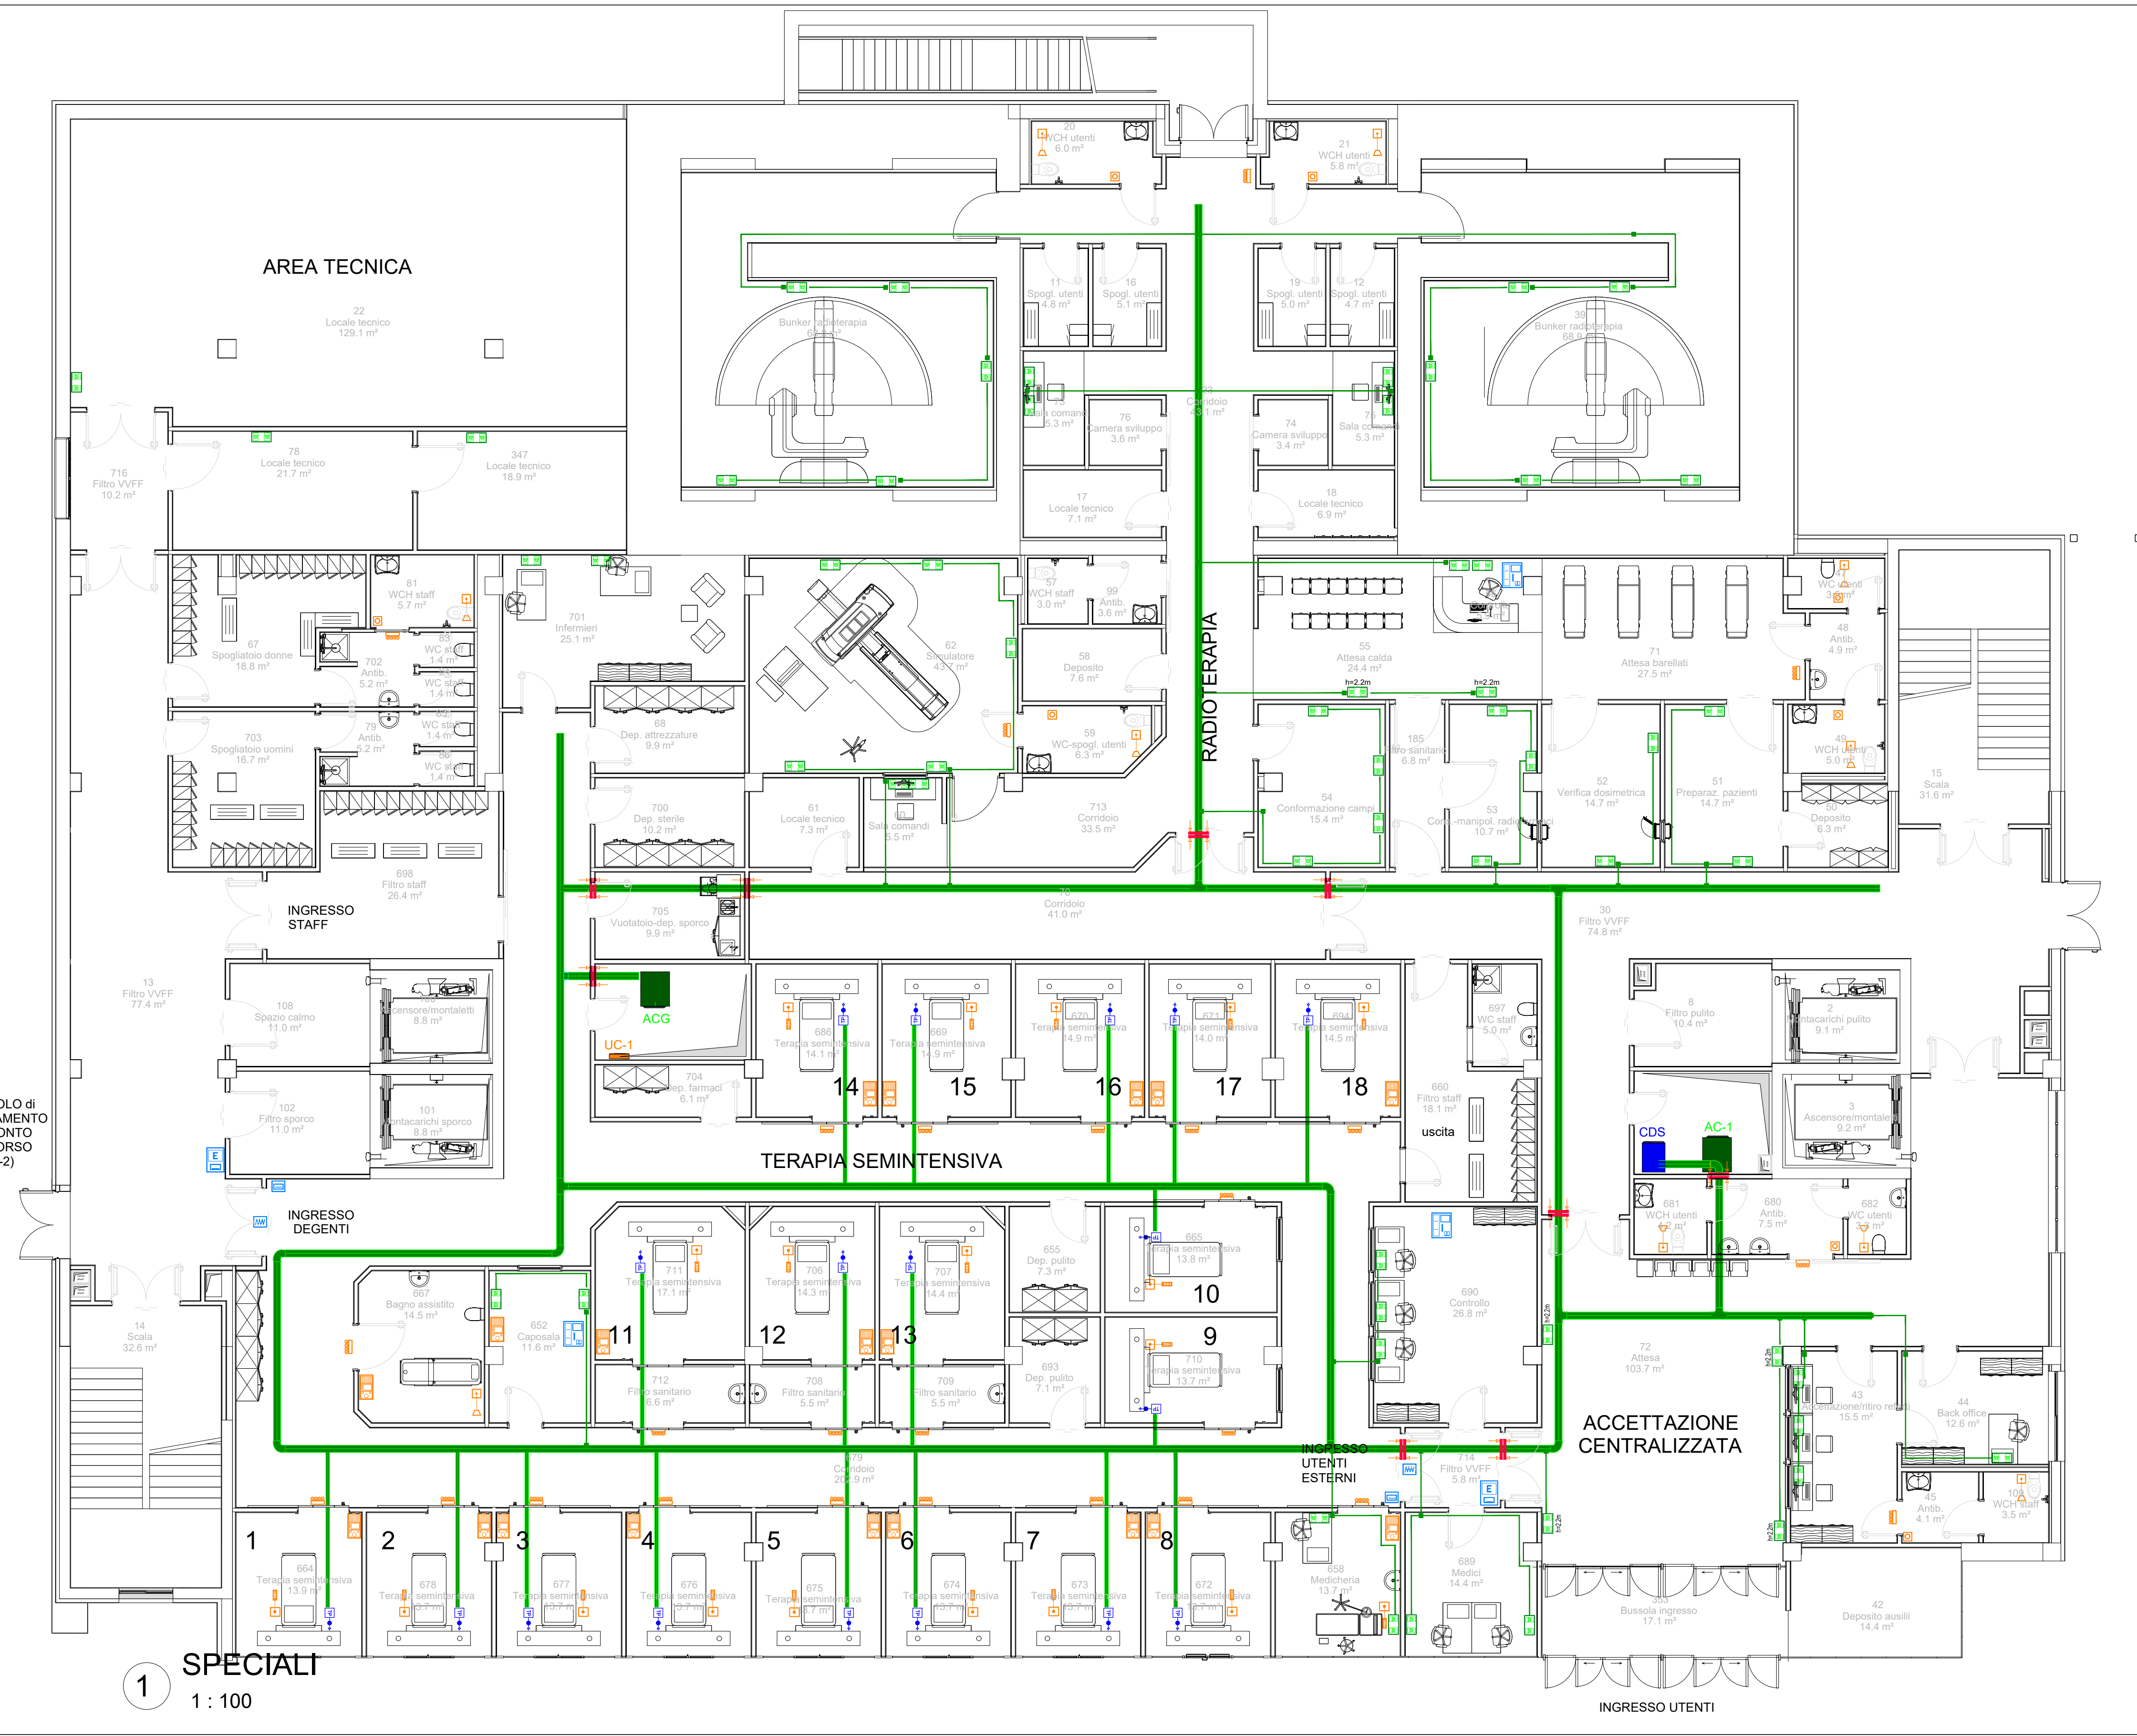

LEGENDA SIMBOLI	
	SETTO TAGLIAFUOCO COLLOCATO IN CORRISPONDENZA DEGLI ATTRAVERSAMENTI TRA LA PASSERELLA/CANALE PORTACAVI E LE PARETI REI 120
	PASSERELLA METALLICA 200x75 A 3 SCOMPARTI
	IMPIANTO DI CHIAMATA SOCCORSO WC
	UNITA' CENTRALE IMPIANTO DI CHIAMATA
	TERMINALE DI STANZA CON FONIA
	PULSANTE A TIRANTE PER CHIAMATA ALLARME WC
	PULSANTE DI ANNULLAMENTO CHIAMATA WC
	PERELLA TESTALETTO
	TERMINALE DI SEGNALEZIONE FUORI PORTA CON 4 SPIE LUMINOSE
	IMPIANTO INTEGRATO TD-TELEFONICO
	ARMADIO CONCENTRATORE TD-TEL
	N.2 PUNTI PRESA TRASMISSIONE DATI-TELEFONICO CONNESSI AL CONCENTRATORE DI ZONA CON CAVO UTP 4 COPPIE E CONNETTORE RJ45 CAT.6A
	N.3 PUNTI PRESA TRASMISSIONE DATI-TELEFONICO CONNESSI AL CONCENTRATORE DI ZONA CON CAVO UTP 4 COPPIE E CONNETTORE RJ45 CAT.6A
	IMPIANTO VIDEOCITOFONICO
	APPARECCHIO VIDEOCITOFONICO A VIVA MONTATO A PARETE (POSTAZIONE INTERNA)
	APPARECCHIO VIDEOCITOFONICO A VIVA MONTATO A PARETE (POSTAZIONE ESTERNA)
	ELETTROSERRATURA PER APERTURA PORTA

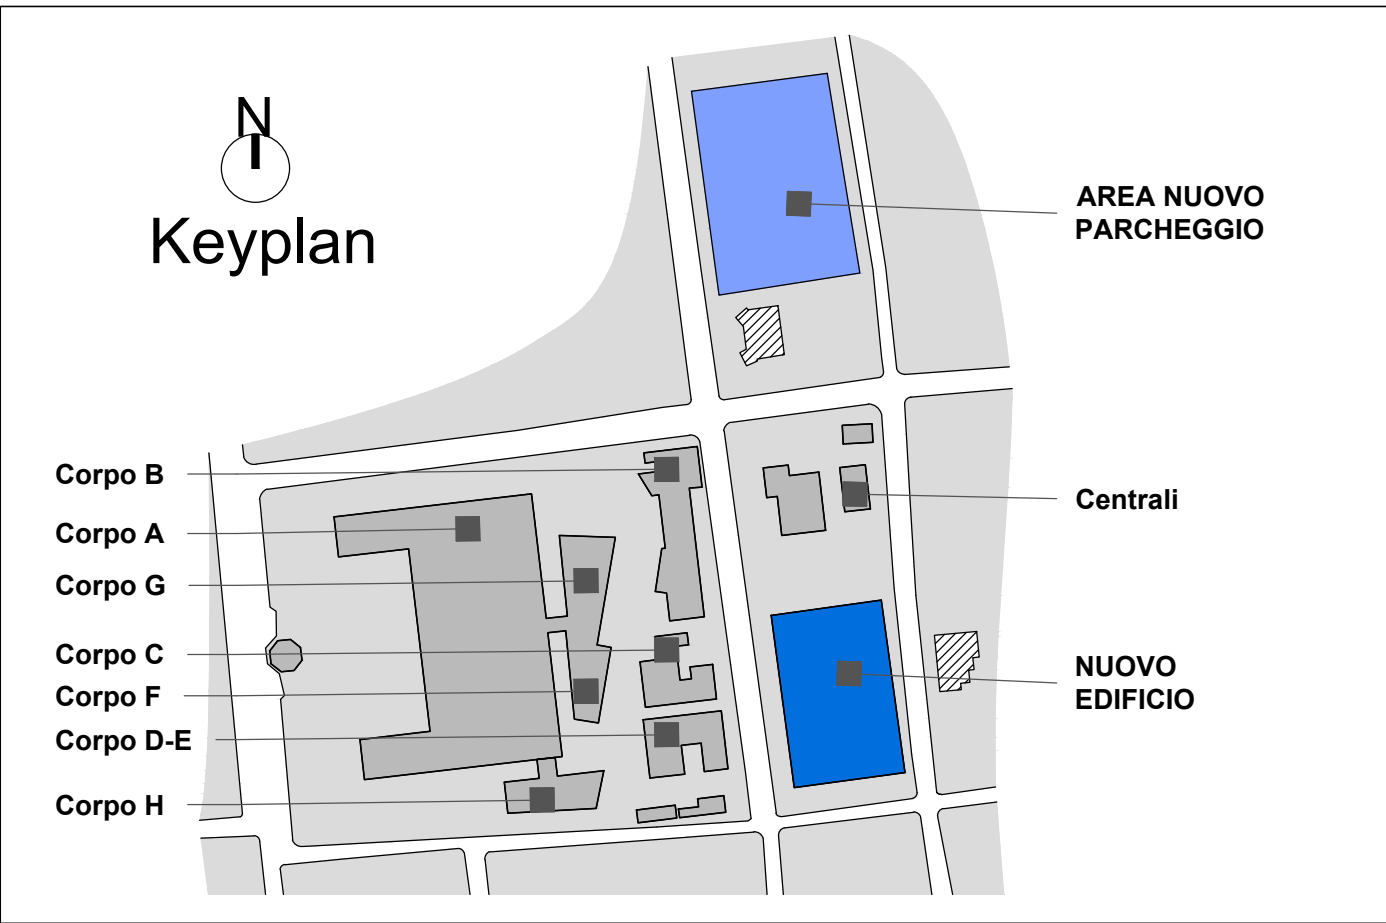

AZIENDA SANITARIA PROVINCIALE di TRAPANI - Settore Gestione Tecnica

COMUNE di ERICE - CASA SANTA - Via Cosenza

LAVORI DI REALIZZAZIONE DEL SERVIZIO DI RADIOTERAPIA ED AMPLIAMENTO DELL'OSPEDALE "S. ANTONIO ABATE" DI TRAPANI
CIG: 673939330A CUP: G58116000020005

PROGETTO ESECUTIVO



GRUPPO DI PROGETTAZIONE	
CAPOGRUPPO Integrazione prestazioni specialistiche: Ing. Dino Bonadies Responsabile PROGETTO: Ing. Marco Bonadies Responsabile qualità: Ing. Luca Bonadies	MANDANTE Responsabile: e CSP Ing. Ragazzo Cassata
Dott. Marco Menichini Dott. ss. Daniela Provvedi Arch. Maurizio Cristofari Arch. Omar Cristofari Ing. Giovanni Cristofari Arch. Alina Cristofari Arch. Silvia Cristofari Arch. Francesco Cristofari Arch. Vito Cristofari	Arch. Massimiliano Venditti Ing. Nicola Arcuti Ing. Valeria Arcuti Ing. Valeria Arcuti Ing. Valeria Arcuti Ing. Valeria Arcuti Ing. Valeria Arcuti Ing. Valeria Arcuti Ing. Valeria Arcuti Ing. Valeria Arcuti
RPA S.r.l.	RGM S.r.l.

IMPIANTI ELETTRICI E SPECIALI

Impianti Speciali - Pianta piano 2° seminterrato

Pratica
17014_BZD

Scala
1:100

Identificativo
04_A_ELS_pt_007_B


B	SETTEMBRE 2023	VALIDAZIONE	BRICCA	SORCI M.G.	VALENTINI	BONADIES
A	MAGGIO 2023	PRIMA EMISSIONE	BRICCA	SORCI M.G.	VALENTINI	BONADIES
Rev.	Data	Motivazione	Redatto	Verificato	Approvato	Autorezzato

Questo documento è di proprietà esclusiva. È proibita la riproduzione anche parziale e la cessione a terzi senza la nostra autorizzazione.

COLLEGAMENTI E TUBAZIONI

TIPO CIRCUITO	DIAMETRO TUBAZIONE	TIPO DI CAVO	FORMAZIONE
RILEVATORE DI FUMO	10/20	CAVI A NORMA EN50200	2x1 mmq
PANNELLO OTTICO ACUSTICO ALLARME+MODULO DI COMANDO	10/20	CAVI A NORMA EN50200	2x1 mmq
PULSANTE SEGNALEZIONE INCENDIO	10/20	CAVI A NORMA EN50200	3x1.5 mmq
ELETTROMAGNETE CHIUSURA PORTE REI+MODULO DI COMANDO	10/20	CAVI A NORMA EN50200	2x1 mmq
	10/20	CAVI A NORMA EN50200	3x1.5 mmq
PUNTO PRESA TELEFONICO / TRASMISSIONE DATI	10/20	UTP CAT.6 4cp.	-
DIFFUSORE SONORO	-	CAVI A NORMA EN50200	2x4 (linee dorsali)
	10/20	CAVI A NORMA EN50200	2x2.5 (derivazioni)

PASSERELLA METALLICA 200 x 75 mm A 3 SCOMPARTI

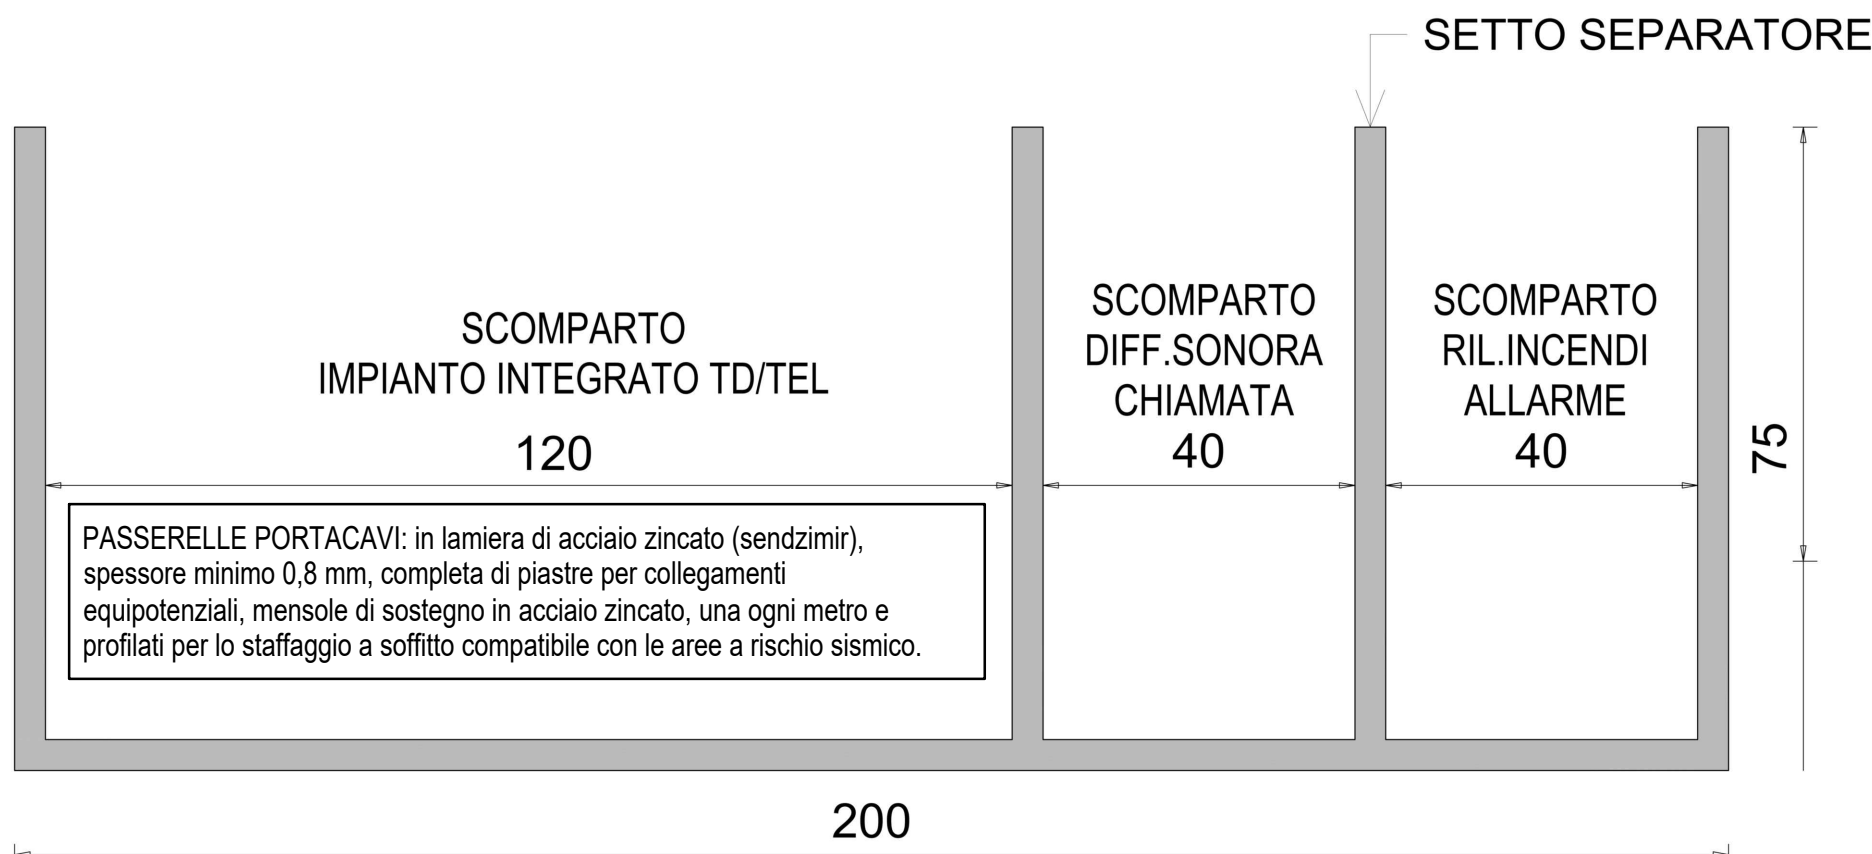

SETTO SEPARATORE